
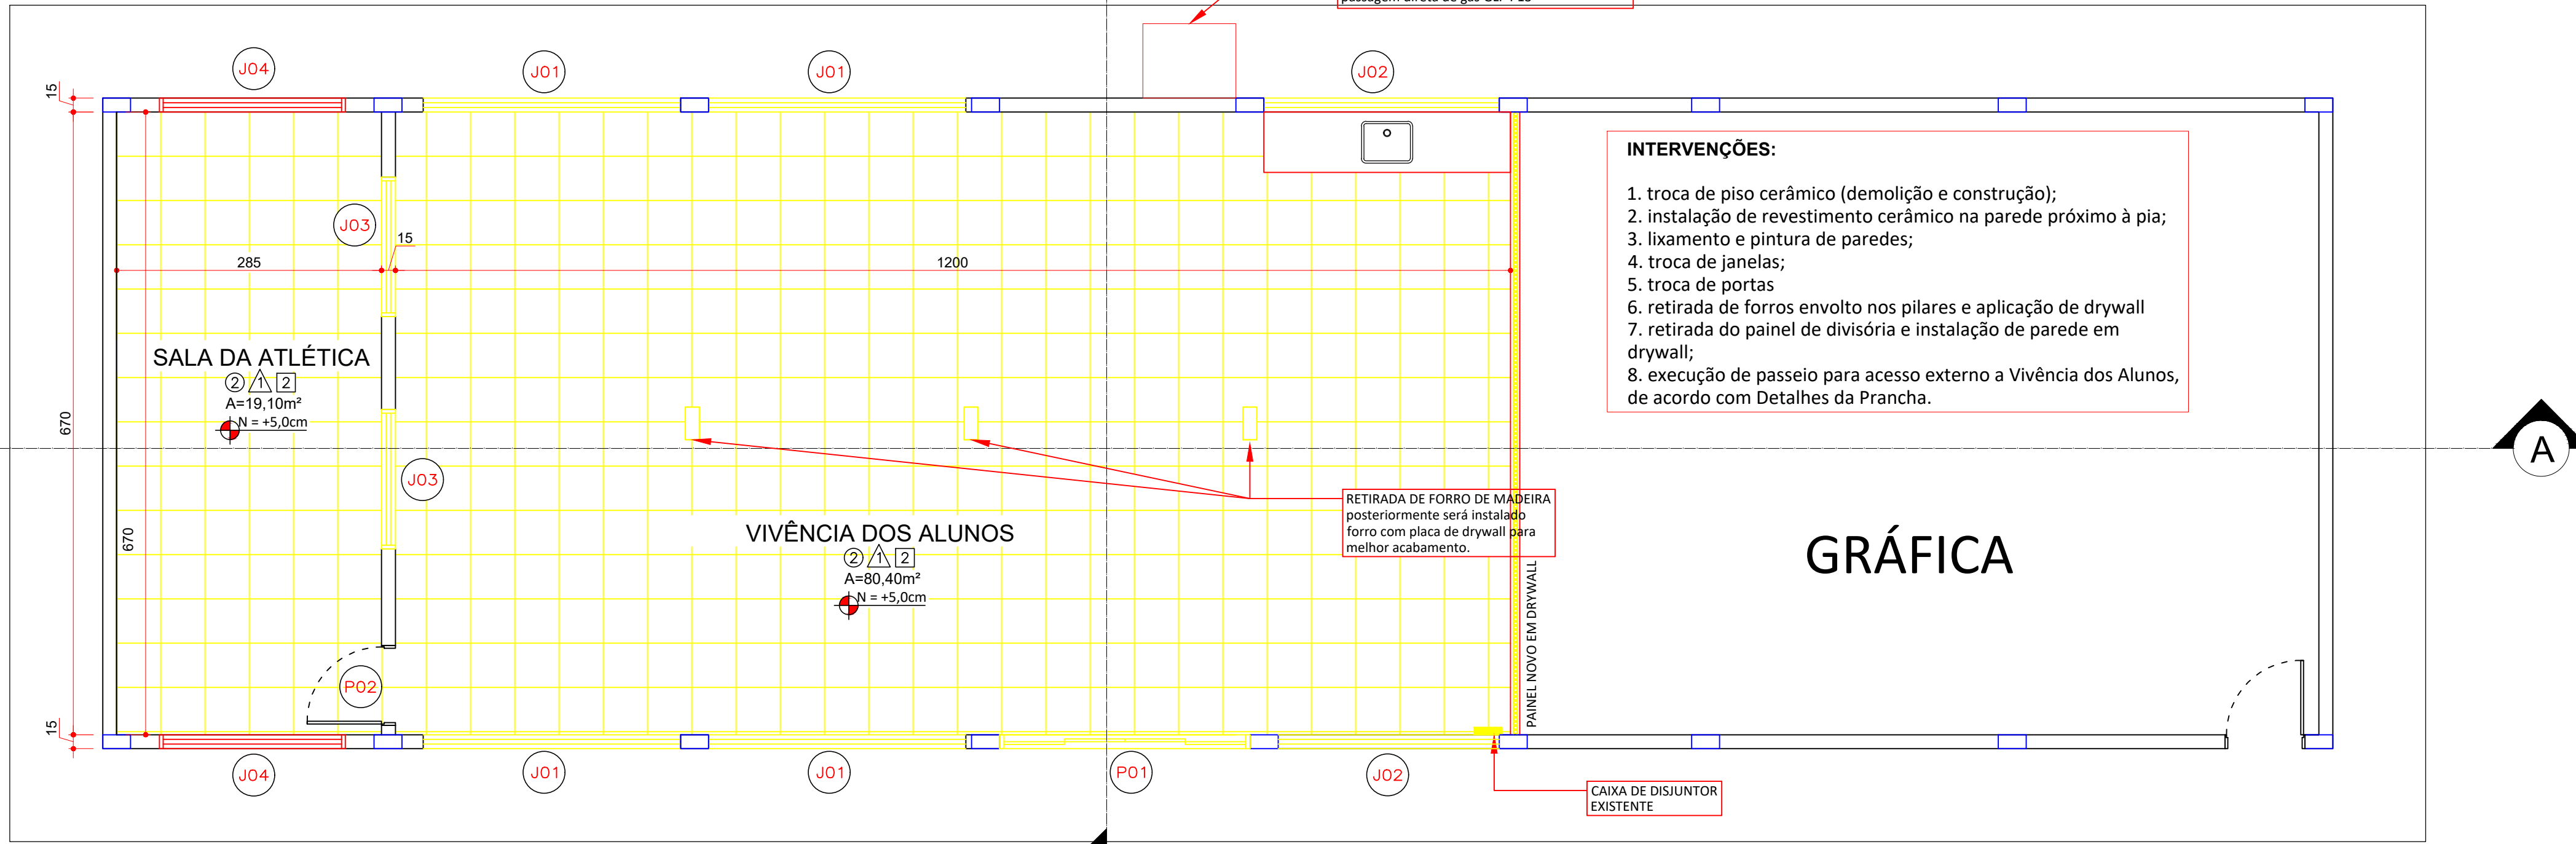
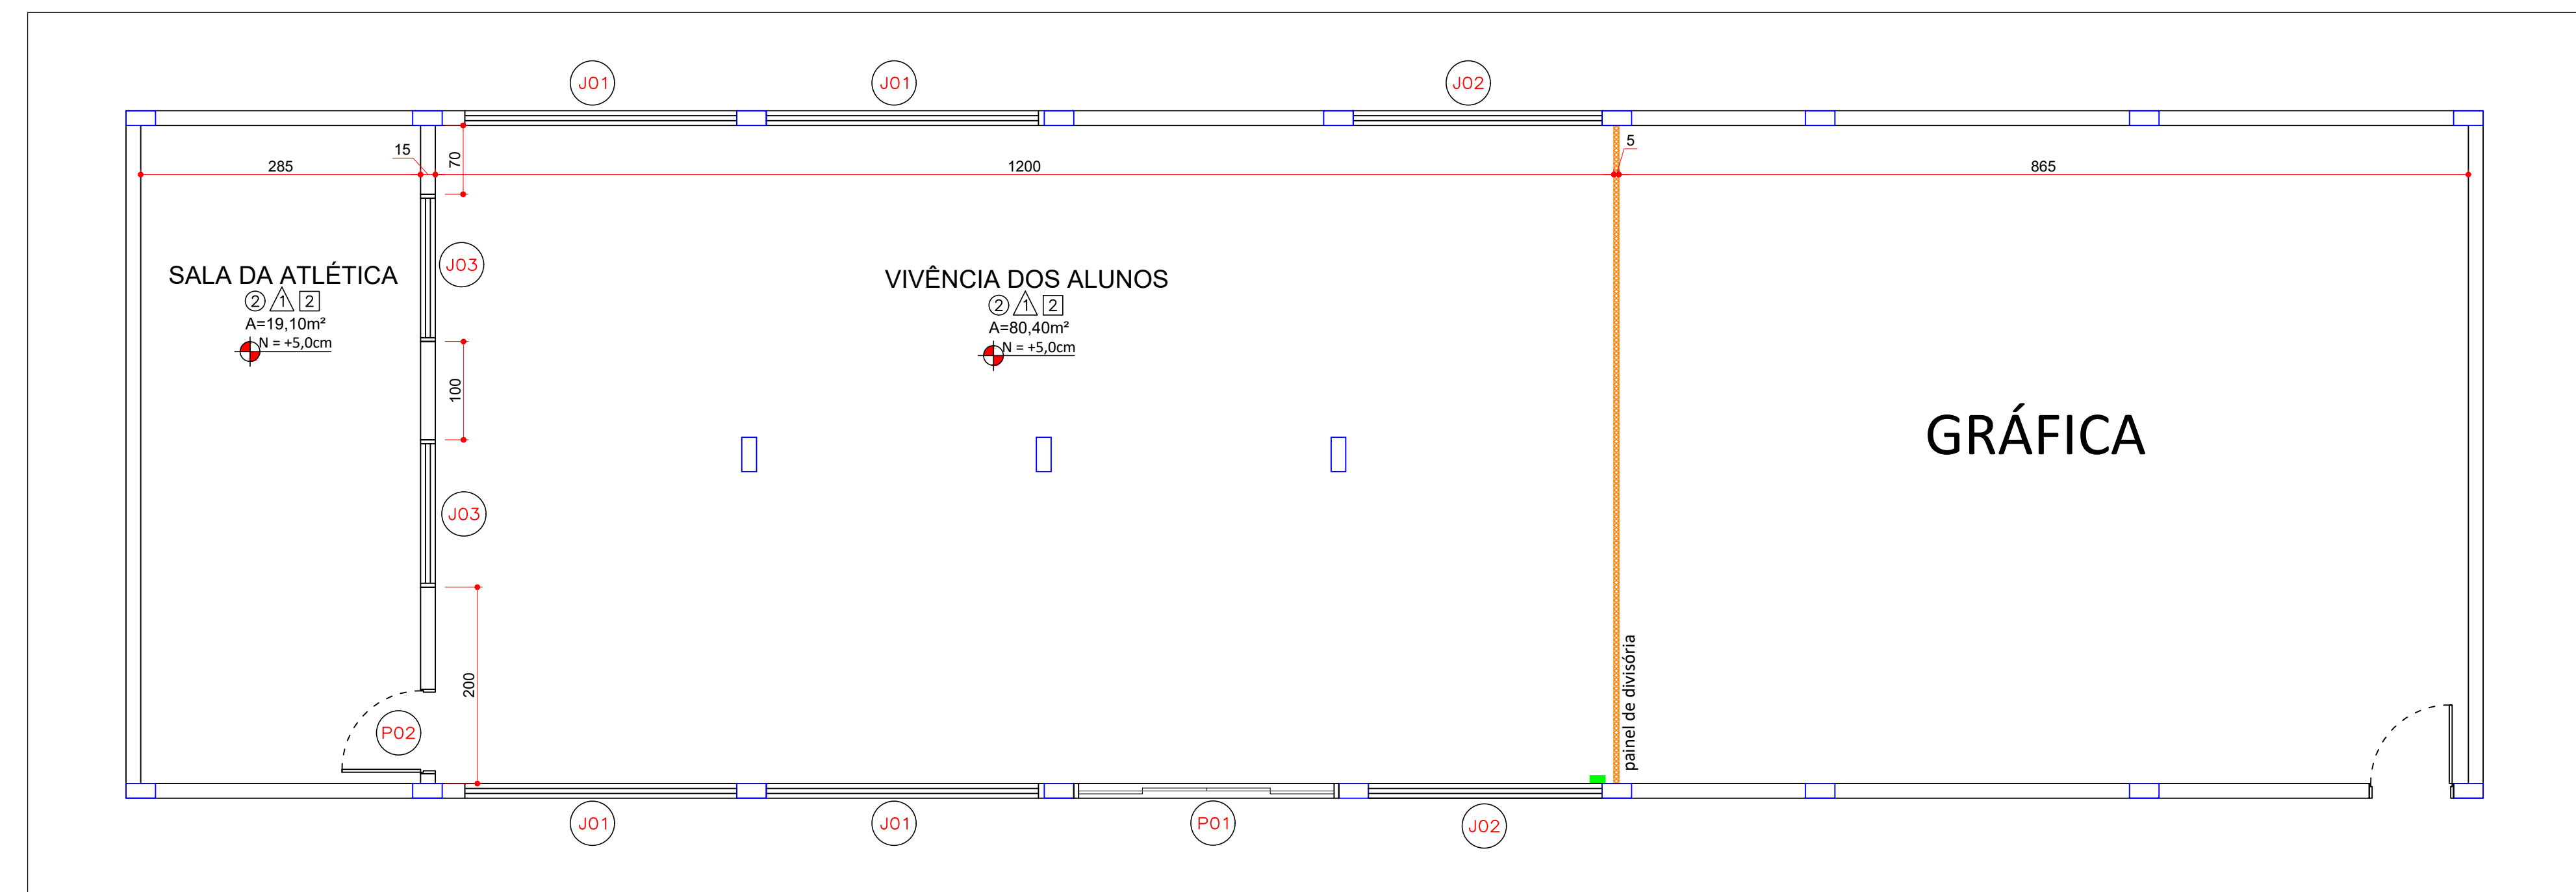
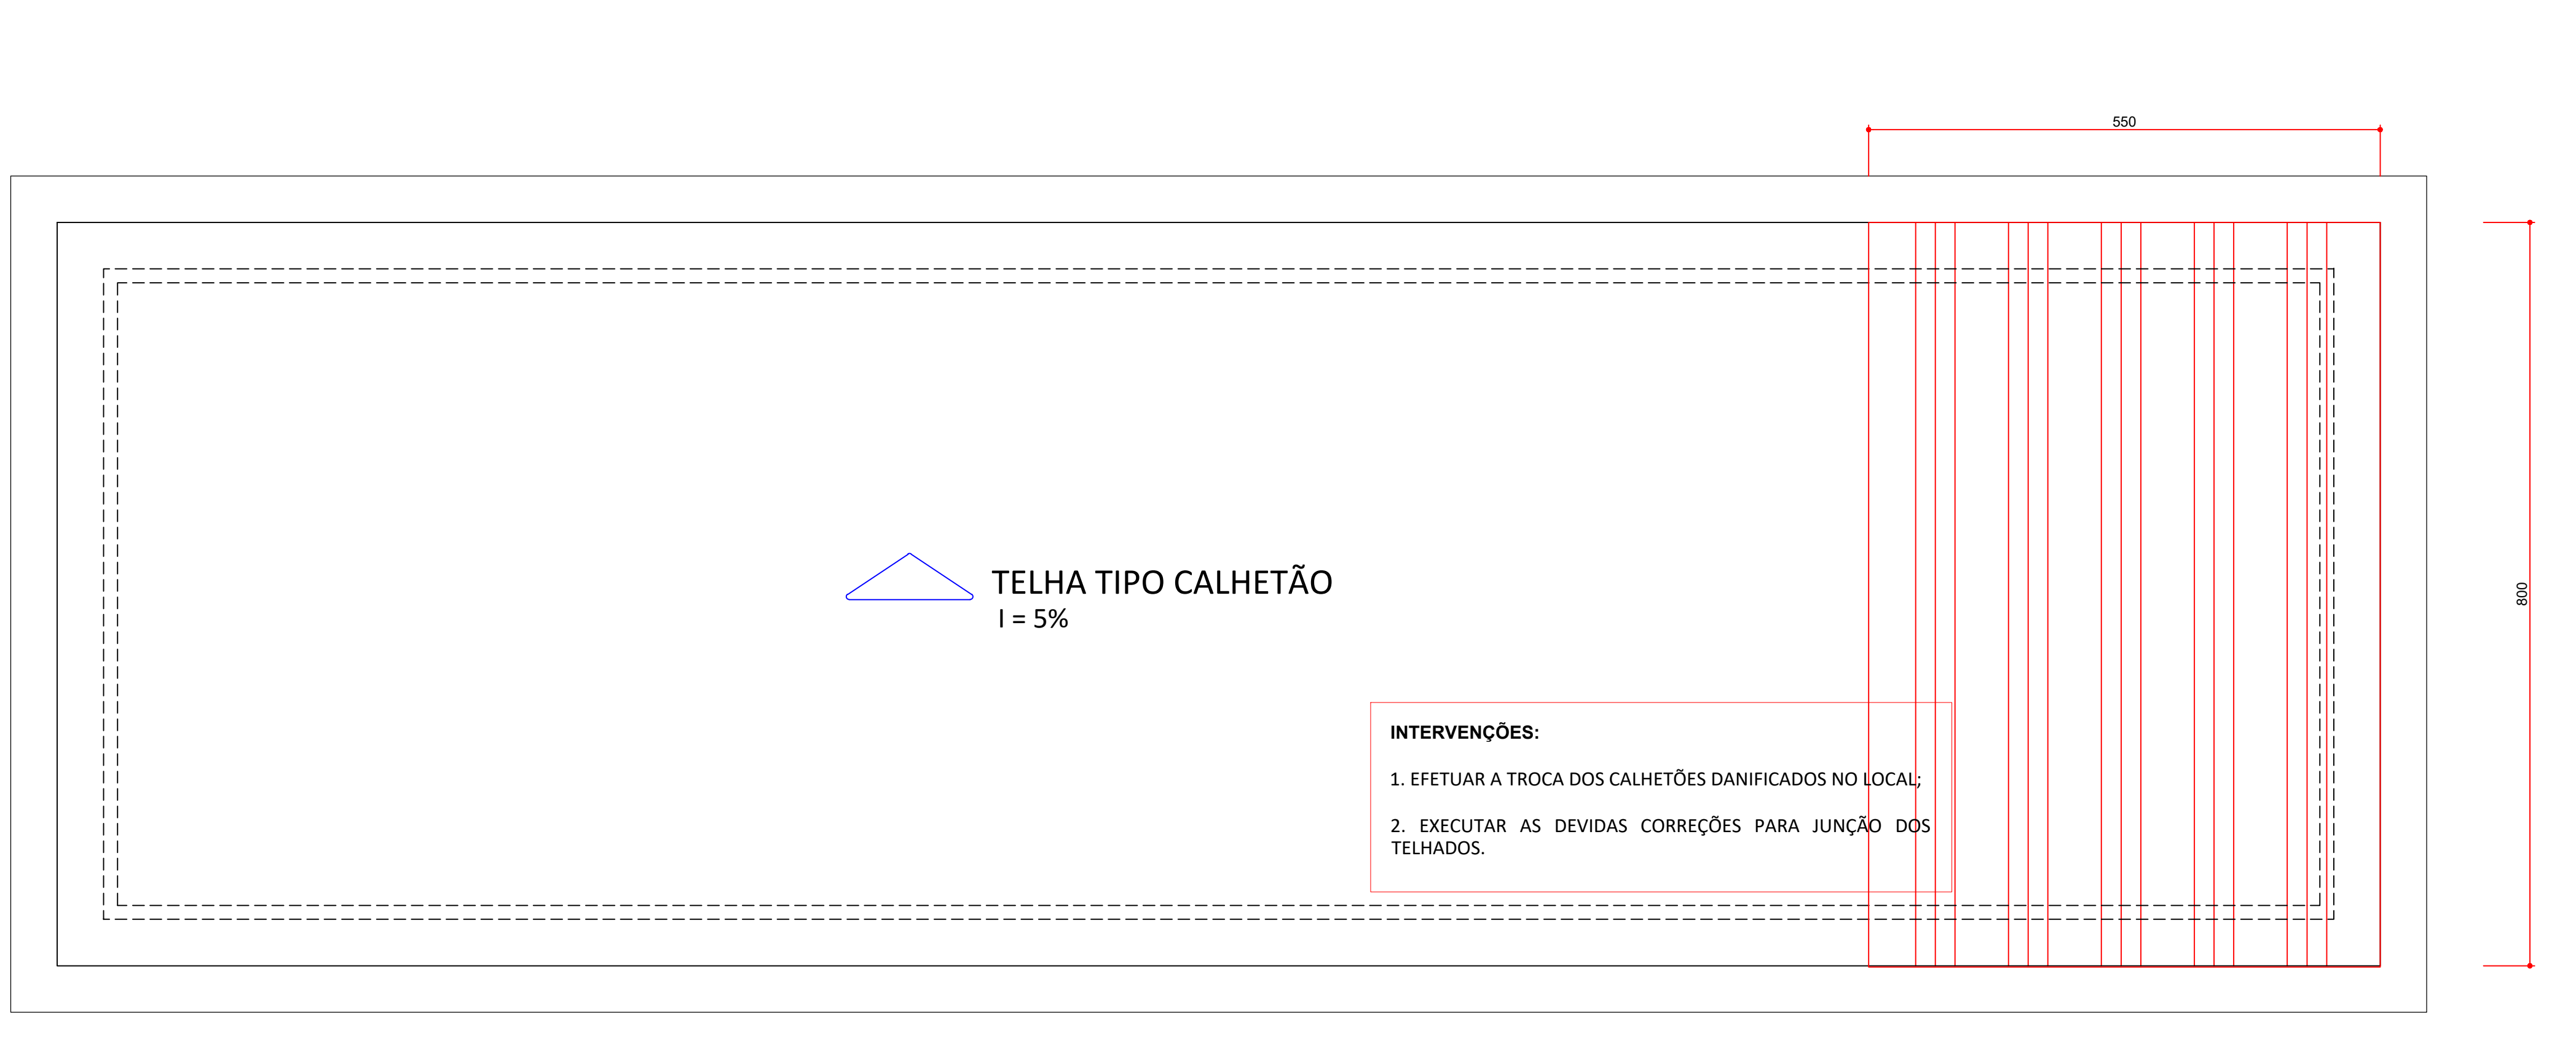



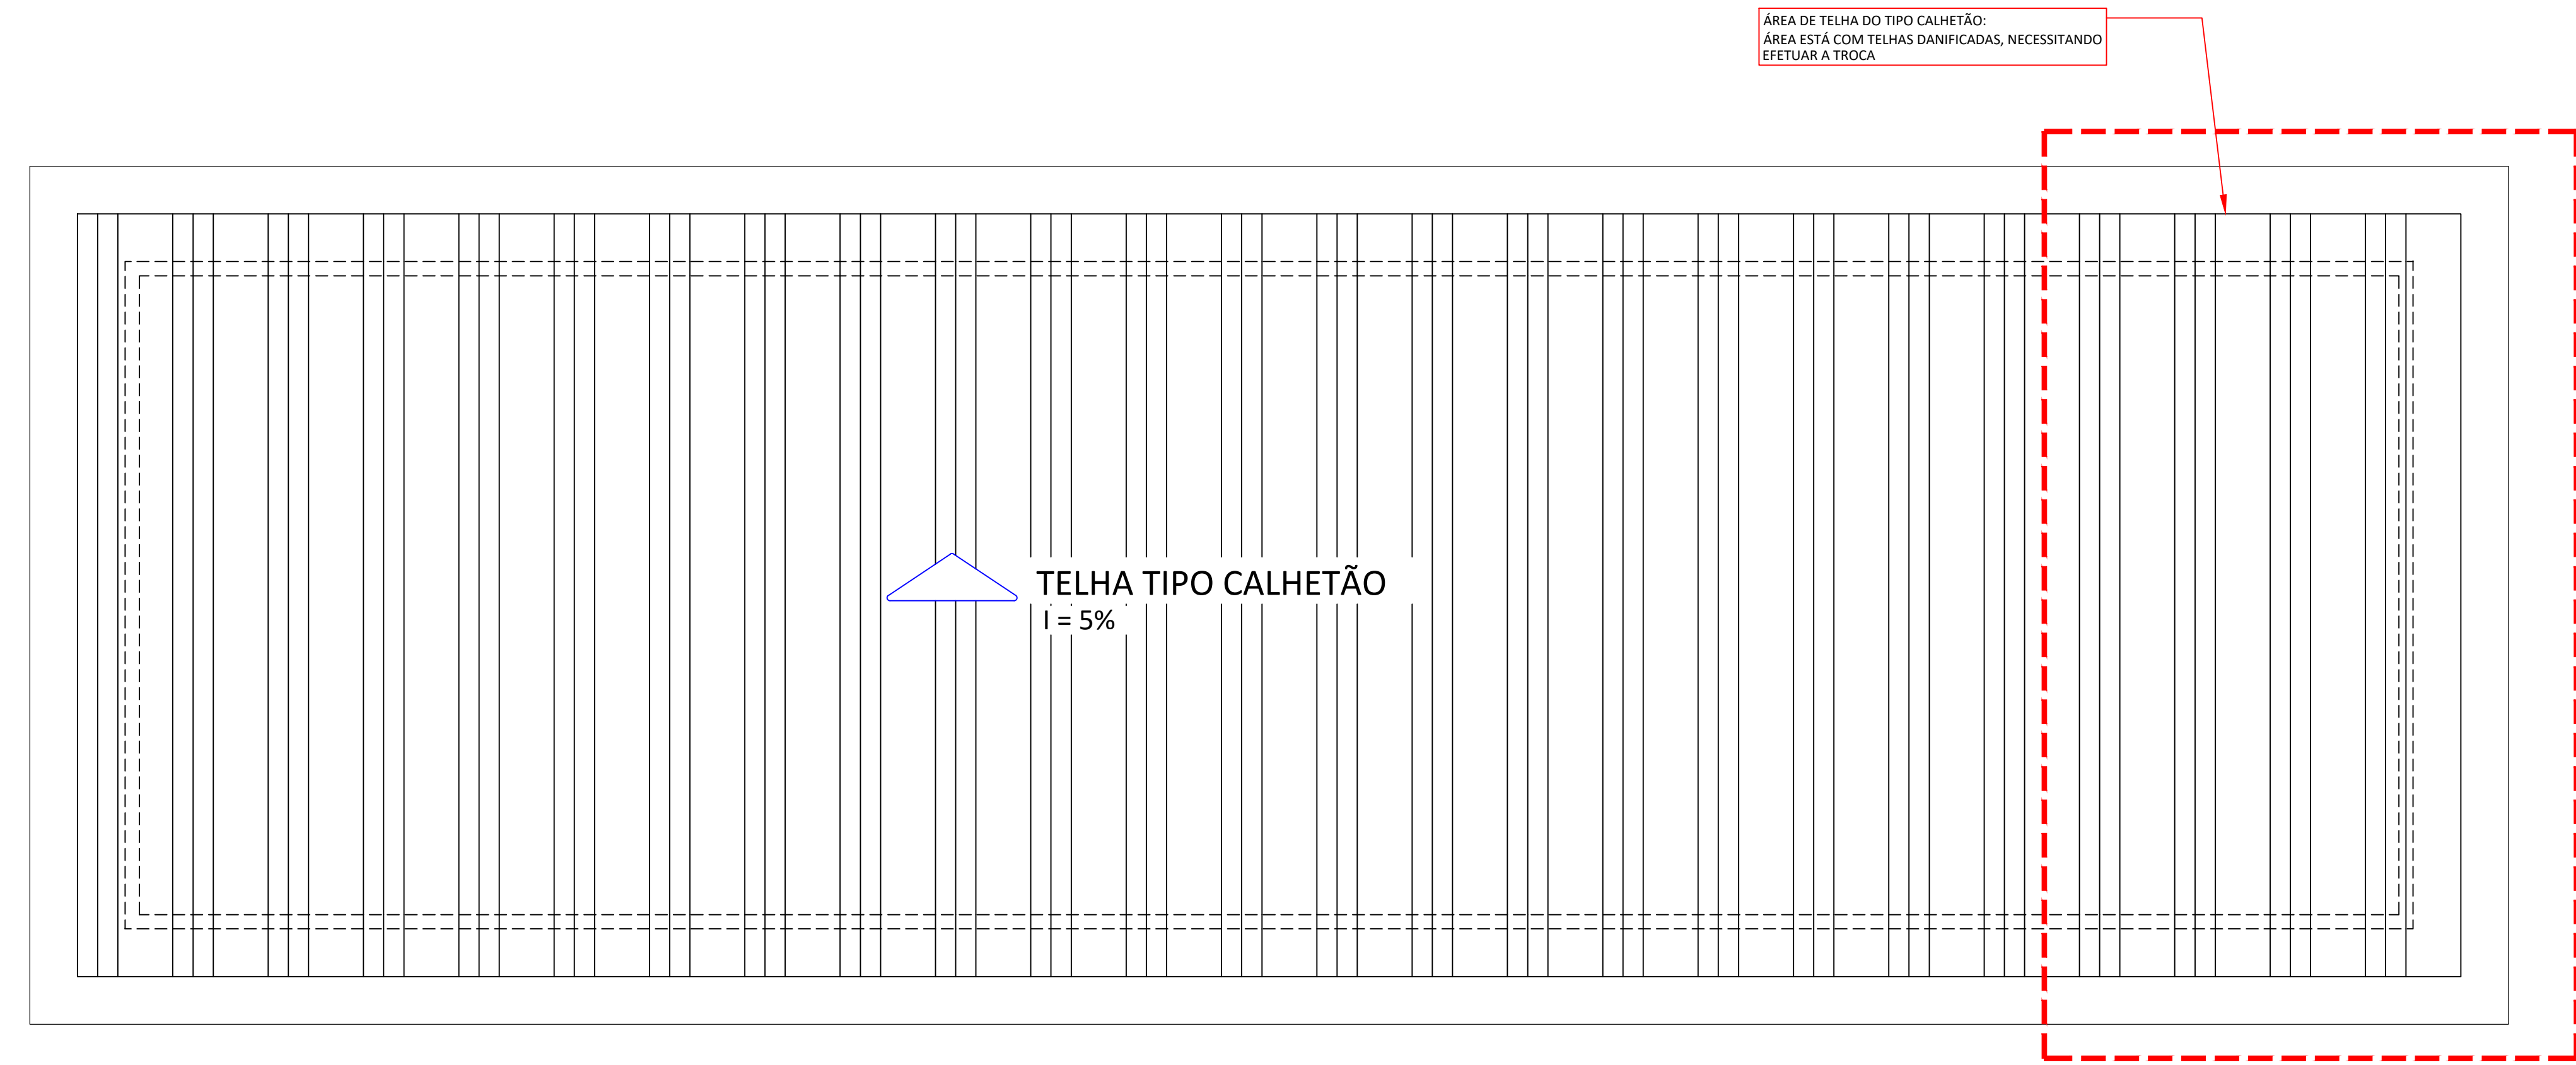


PLANTA BAIXA (reforma) - Conviv. Alunos - disposição atual

ESCALA 1:50
MEDIDAS EM CENTÍMETROS

PLANTA BAIXA (reforma) - Conviv. Alunos - intervenções

ESCALA 1:50
MEDIDAS EM CENTÍMETROS

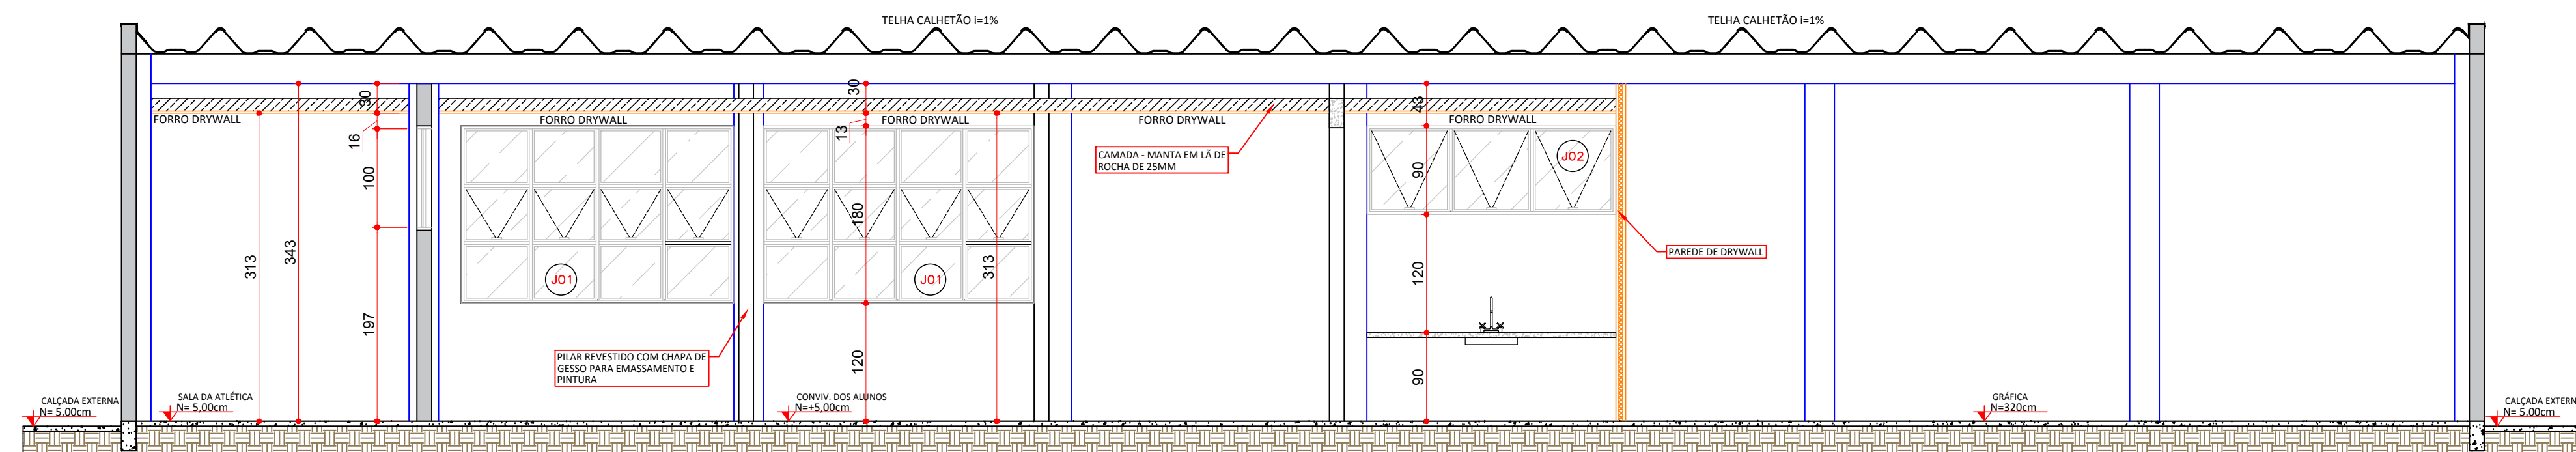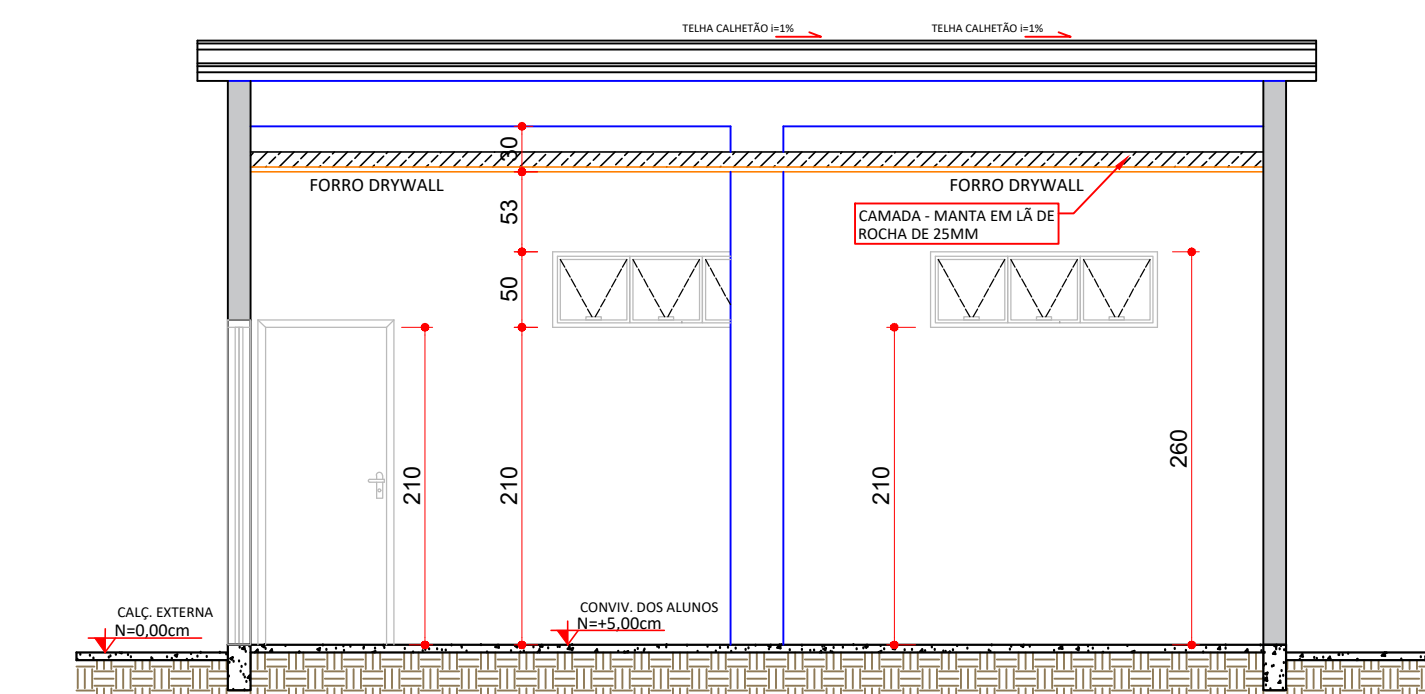

CORTE A-A

ESCALA 1:50
MEDIDAS EM CENTÍMETROS

CORTE A-A

ESCALA 1:50
MEDIDAS EM CENTÍMETROS

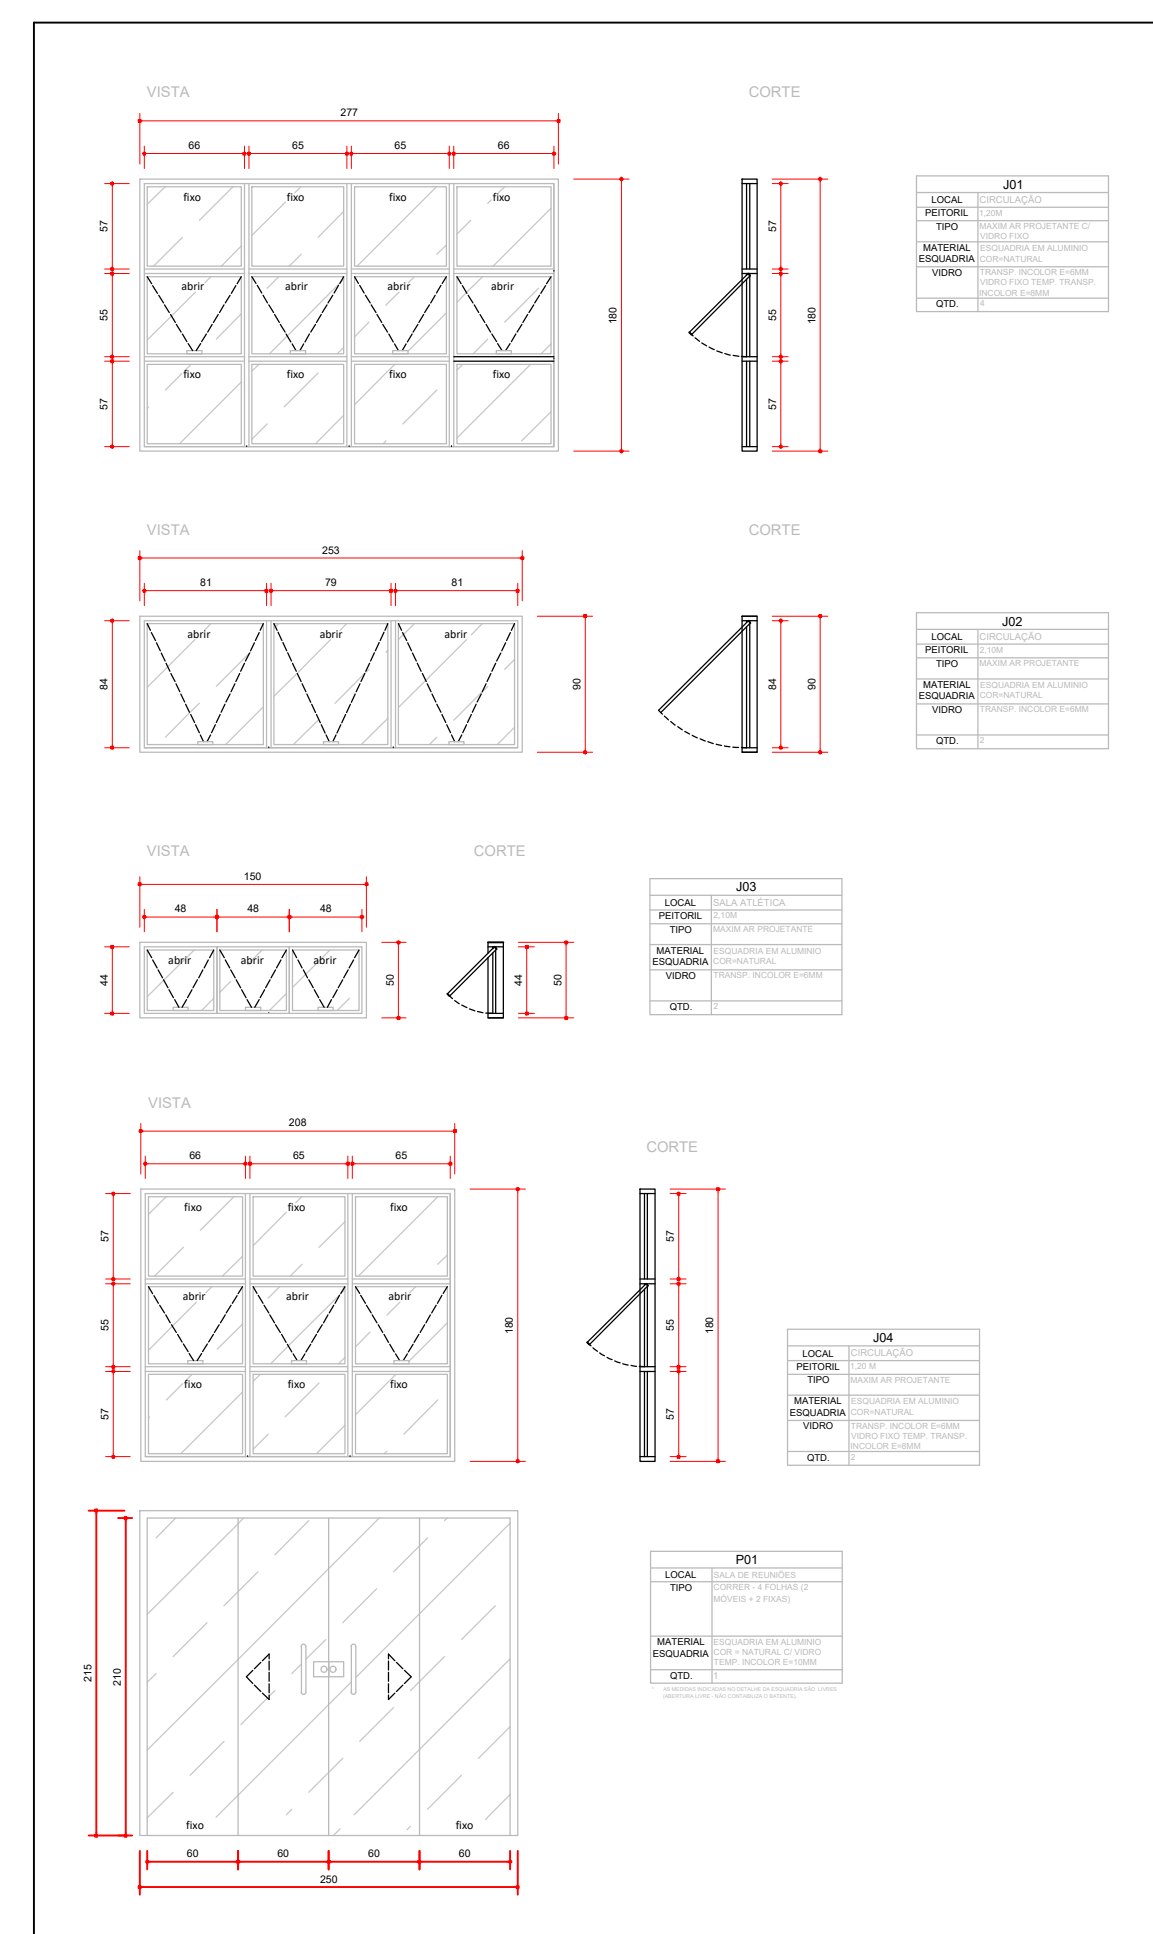
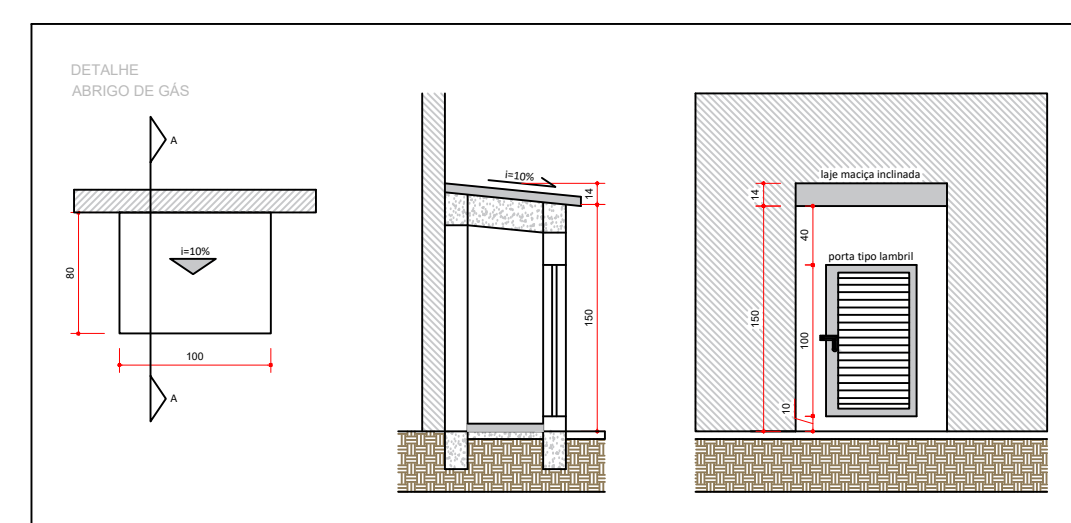
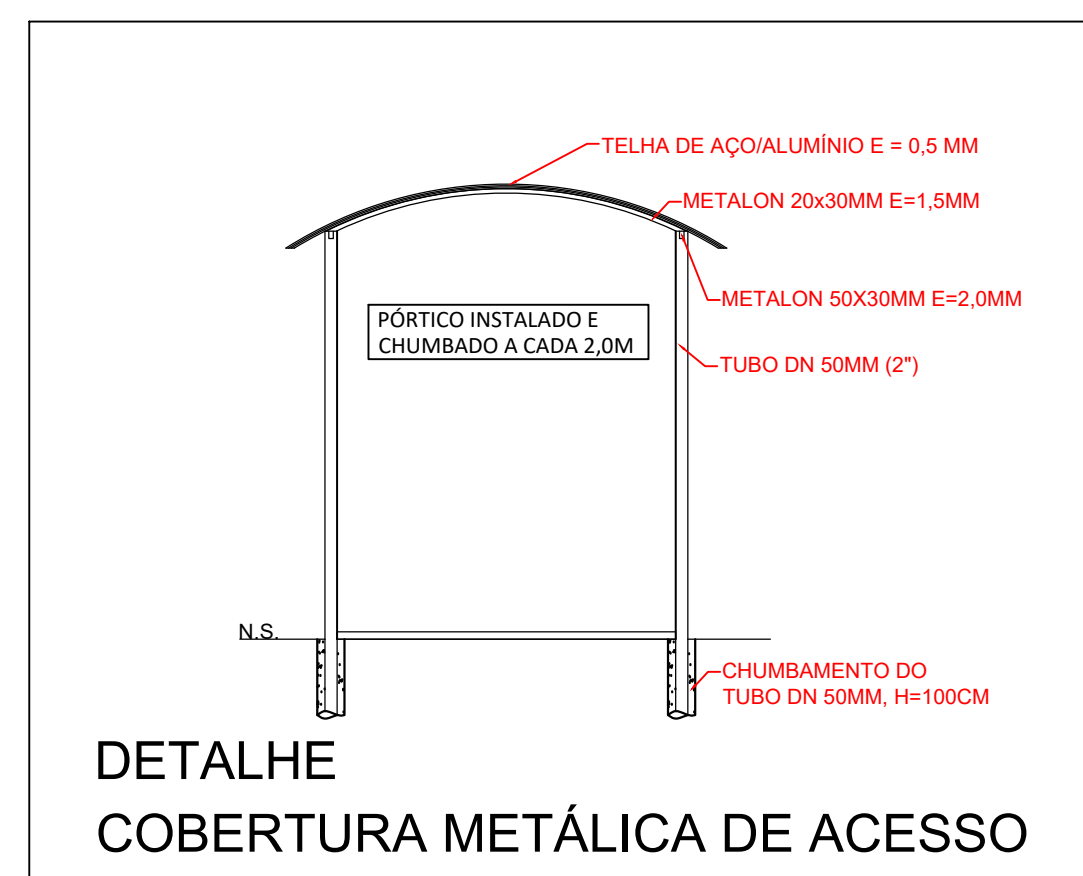
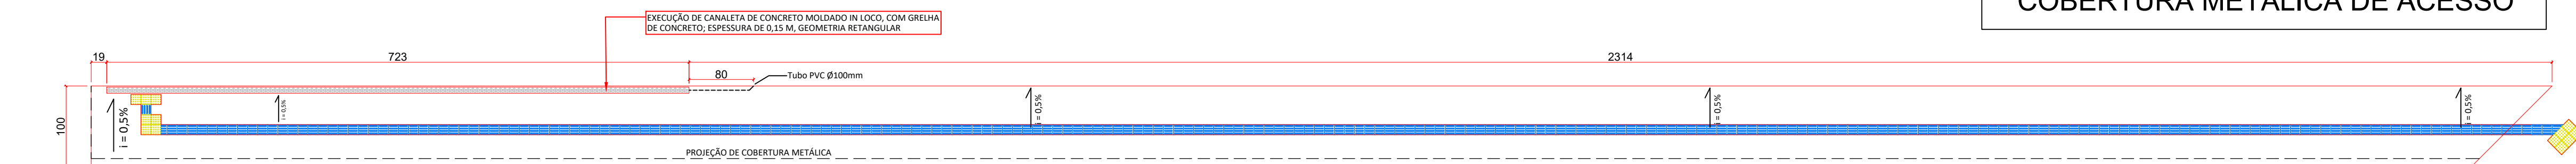


TABELA DE ESQUADRIAS					MEDIDAS (m)		
NOME	QTD	TIPO	MATERIAL	COMPRIMENTO	ALTURA	PEITORIL	
P1	1	DE CORRER - L. FOLHAS	AÇO COM ABERTURA CENTRAL	2,50	2,10	0,00	
P2	1	DE ABRIR	MADEIRA	0,80	2,10	0,00	
J1	4	BRASILEIRANTE - COM PAINEL, FIXO	AÇO	2,77	1,80	1,20	
J2	2	BRASILEIRANTE	AÇO	1,50	0,50	2,10	
J3	2	BRASILEIRANTE - COM PAINEL, FIXO	AÇO	2,70	0,50	2,10	

RELAÇÃO DE REVESTIMENTOS	
1	ALCANTARAL DE CONCRETO REVESTIMENTO
2	PRO CONCRETO
3	PRO PORTLAND CEMENTO
4	PRO PORTLAND CEMENTO
5	PRO PORTLAND CEMENTO
6	PRO PORTLAND CEMENTO
7	PRO PORTLAND CEMENTO
8	PRO PORTLAND CEMENTO
9	PRO PORTLAND CEMENTO
10	PRO PORTLAND CEMENTO

UENP
UNIVERSIDADE ESTADUAL DO NORTE DO PARANÁ

PROJETO: **REVITALIZAÇÃO DE ESPAÇOS**


OBRA: **REVITALIZAÇÃO DE ÁREAS DE VIVÊNCIAS - MEDICINA**

PROPRIETÁRIO: **UNIVERSIDADE ESTADUAL DO NORTE DO PARANÁ**

RESPONSÁVEL TÉCNICO: **UNIVERSIDADE ESTADUAL DO NORTE DO PARANÁ**

DESENHO: **HENRIQUE XIMENES** DATA: **JULHO/2026** ESCALA: **INDICADA** PRANCHAS: **4/4**


PROPAV
PRO-REITORIA DE PLANEJAMENTO E AVALIAÇÃO INSTITUCIONAL
SECRETARIA DE OBRAS

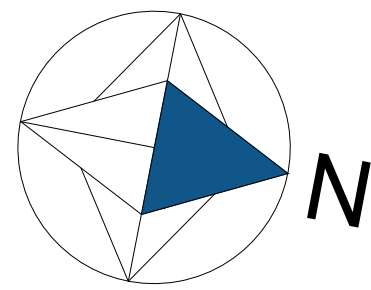


PORTÃO EM TUBO DE AÇO GALVANIZADO

- 6,70 x 2,00 m;
- quadro de DN 1 1/4";
- barras verticais de DN 1" a cada 10cm;

(Item 2.5.1 da Planilha Orçamentária)

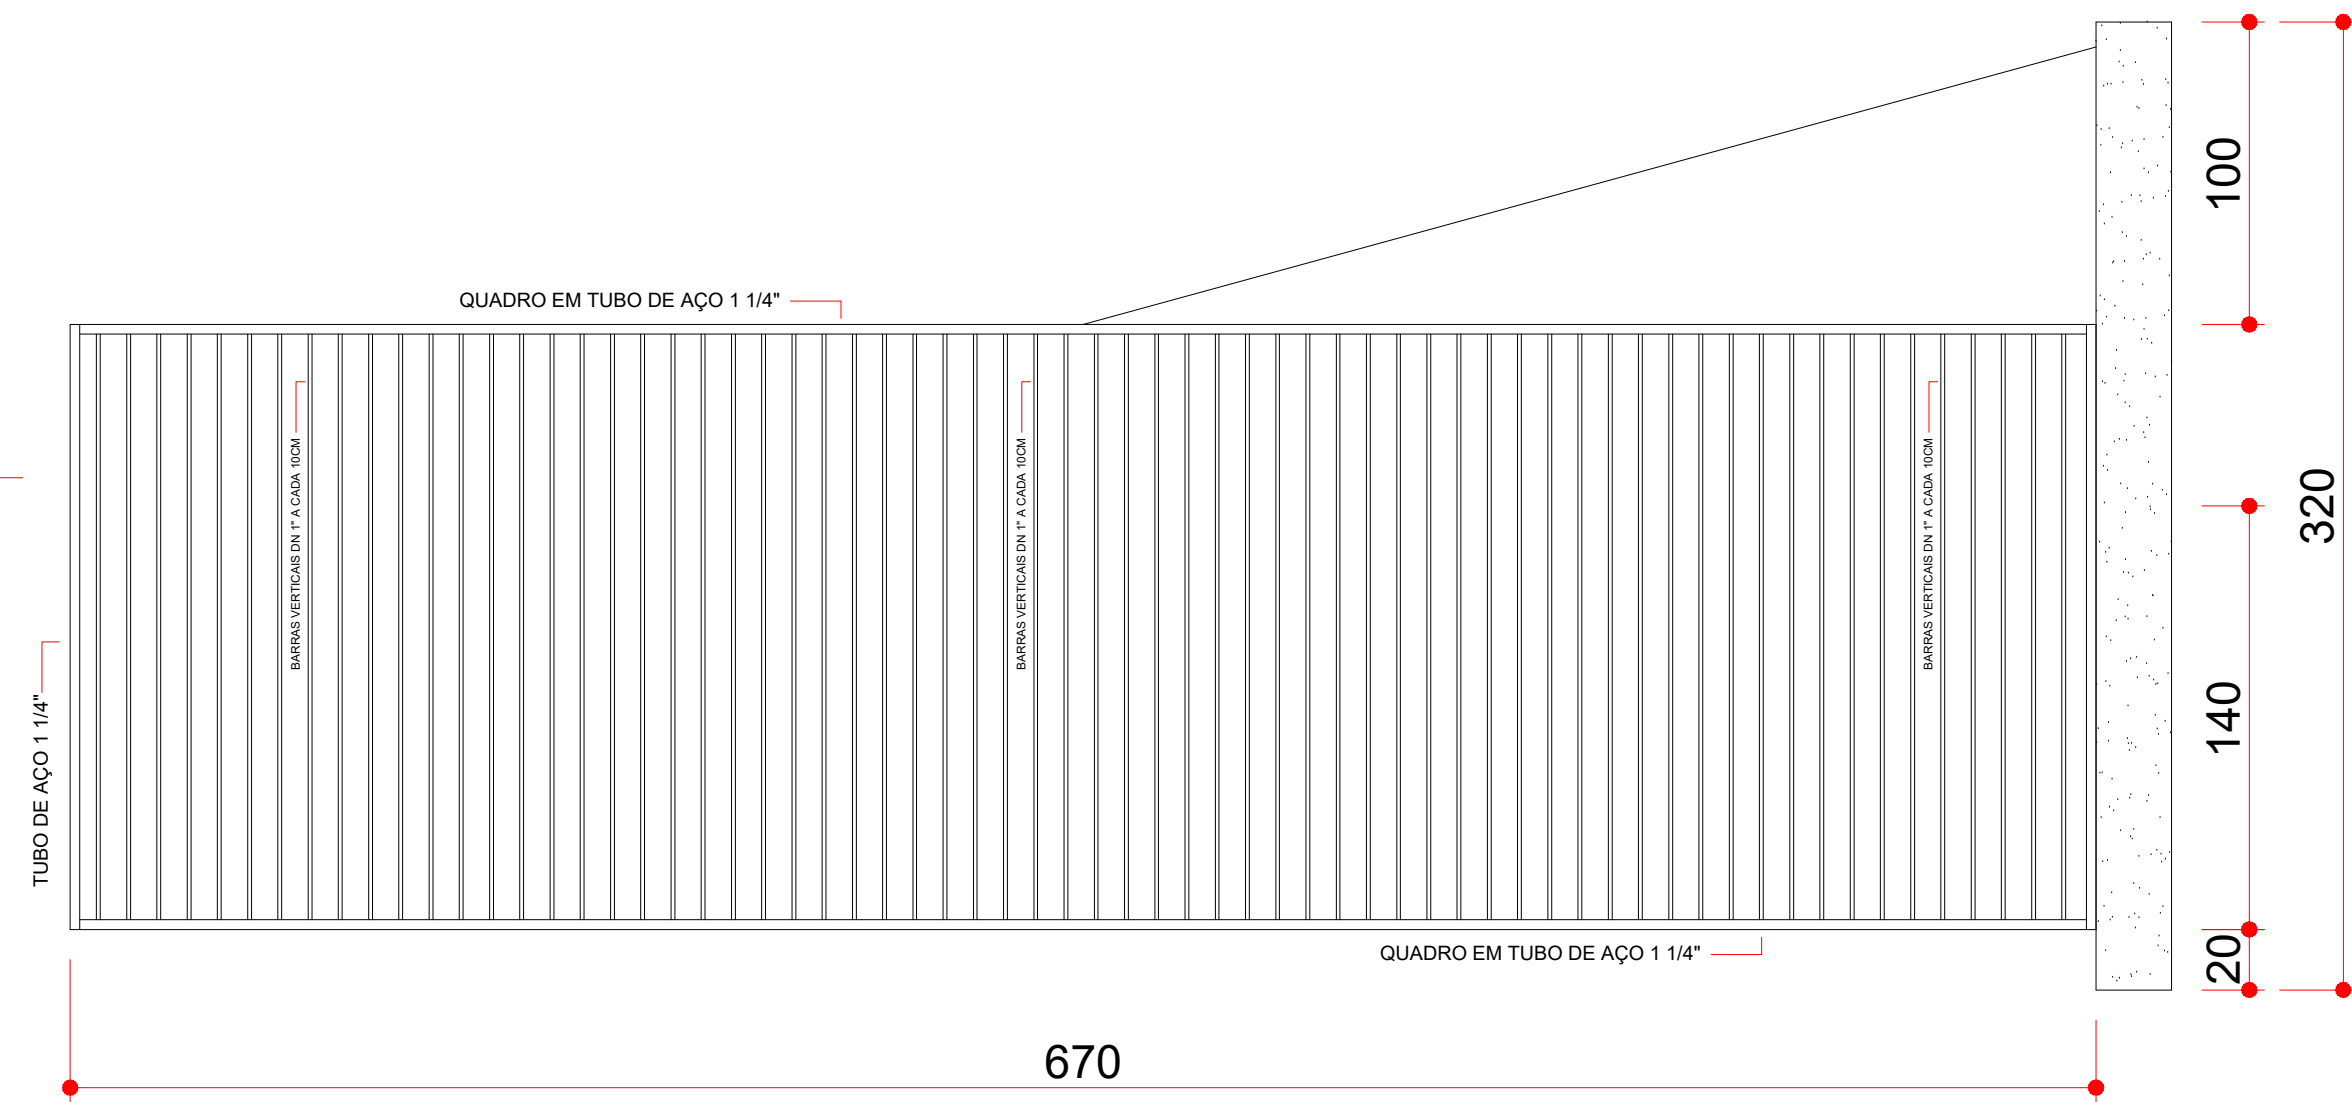

DETALHE - PORTÃO
ESCALA 1:25
MEDIDAS EM CENTÍMETROS

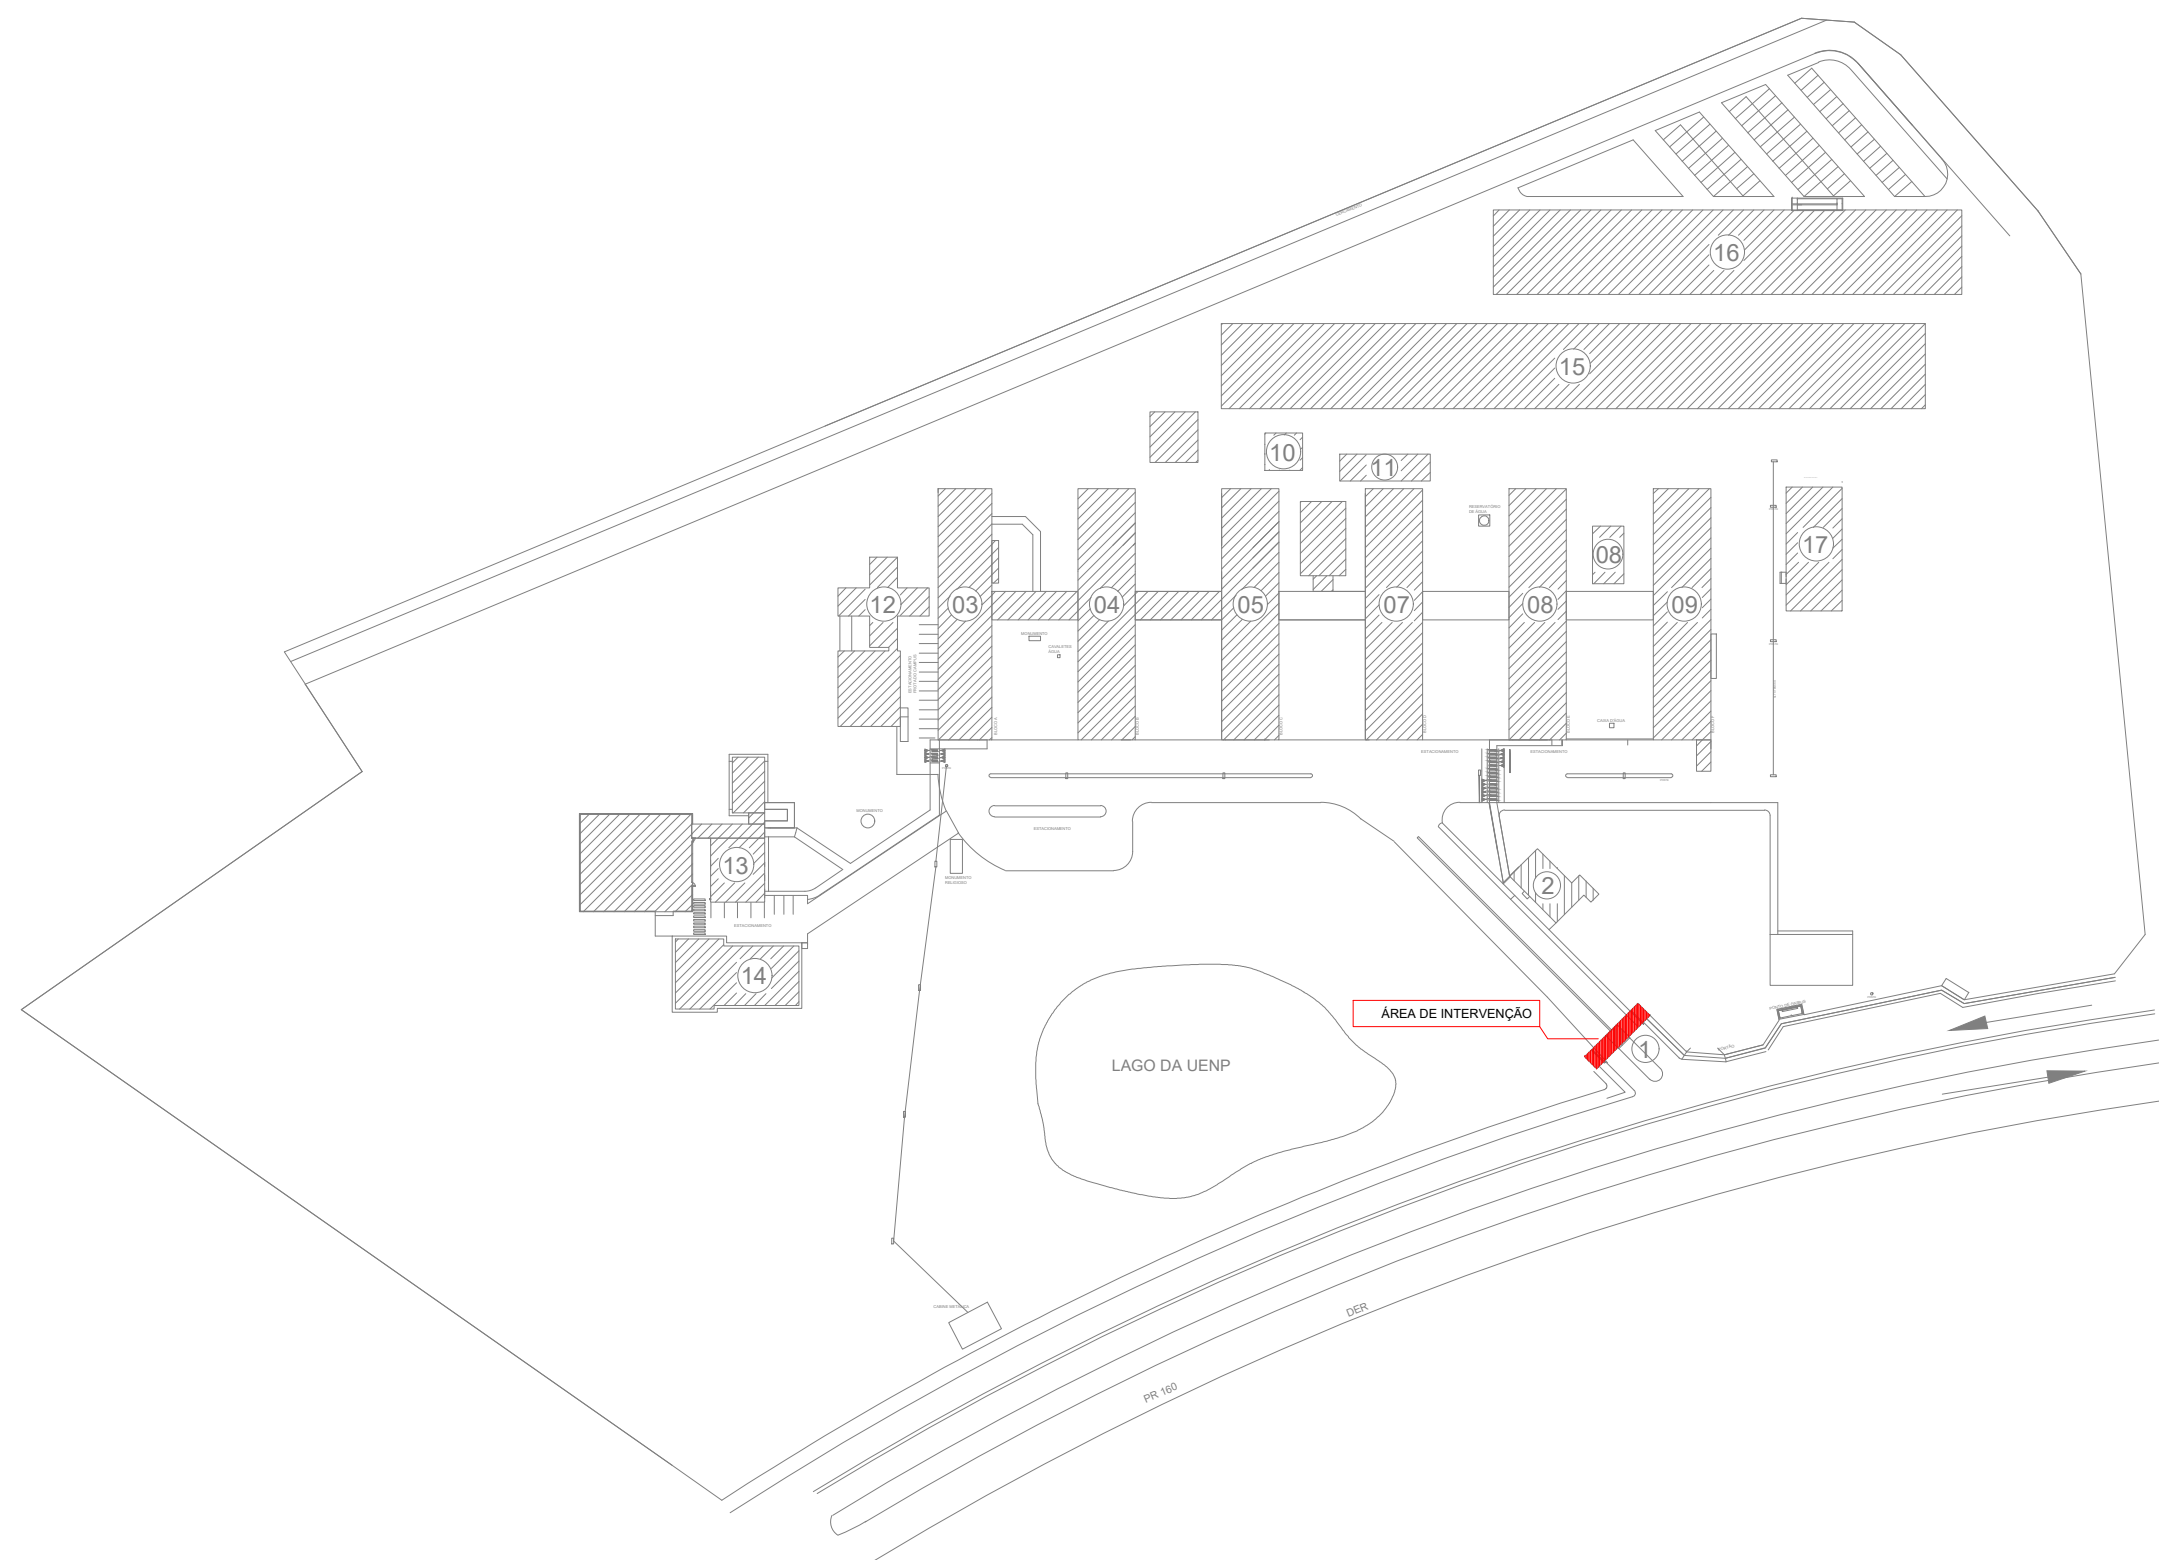

PLANTA DE IMPLANTAÇÃO
ESCALA 1:2000
MEDIDAS EM CENTÍMETROS

PLANTA BAIXA
ESCALA 1:100
MEDIDAS EM CENTÍMETROS

— UENP —

UNIVERSIDADE ESTADUAL DO NORTE DO PARANÁ

PROJETO
IMPLANTAÇÃO, PLANTA BAIXA E DETALHES

OBRA
ILUMINAÇÃO QUADRA DESCOBERTA CCP

PROPRIETÁRIO
UNIVERSIDADE ESTADUAL DO NORTE DO PARANÁ - UENP
CNPJ 08.895.100/0001-05

RESPONSÁVEL TÉCNICO
CHRISTOPHER RAMOS SPER
CREA-PR 188.514/7

DESENHO
CHRISTOPHER

DATA
AGOSTO/2026

ESCALA
INDICADA



PRANCHA

PROPAV


PRO-REITORIA DE PLANEJAMENTO E AVALIAÇÃO INSTITUCIONAL

SECRETARIA DE OBRAS


1/1

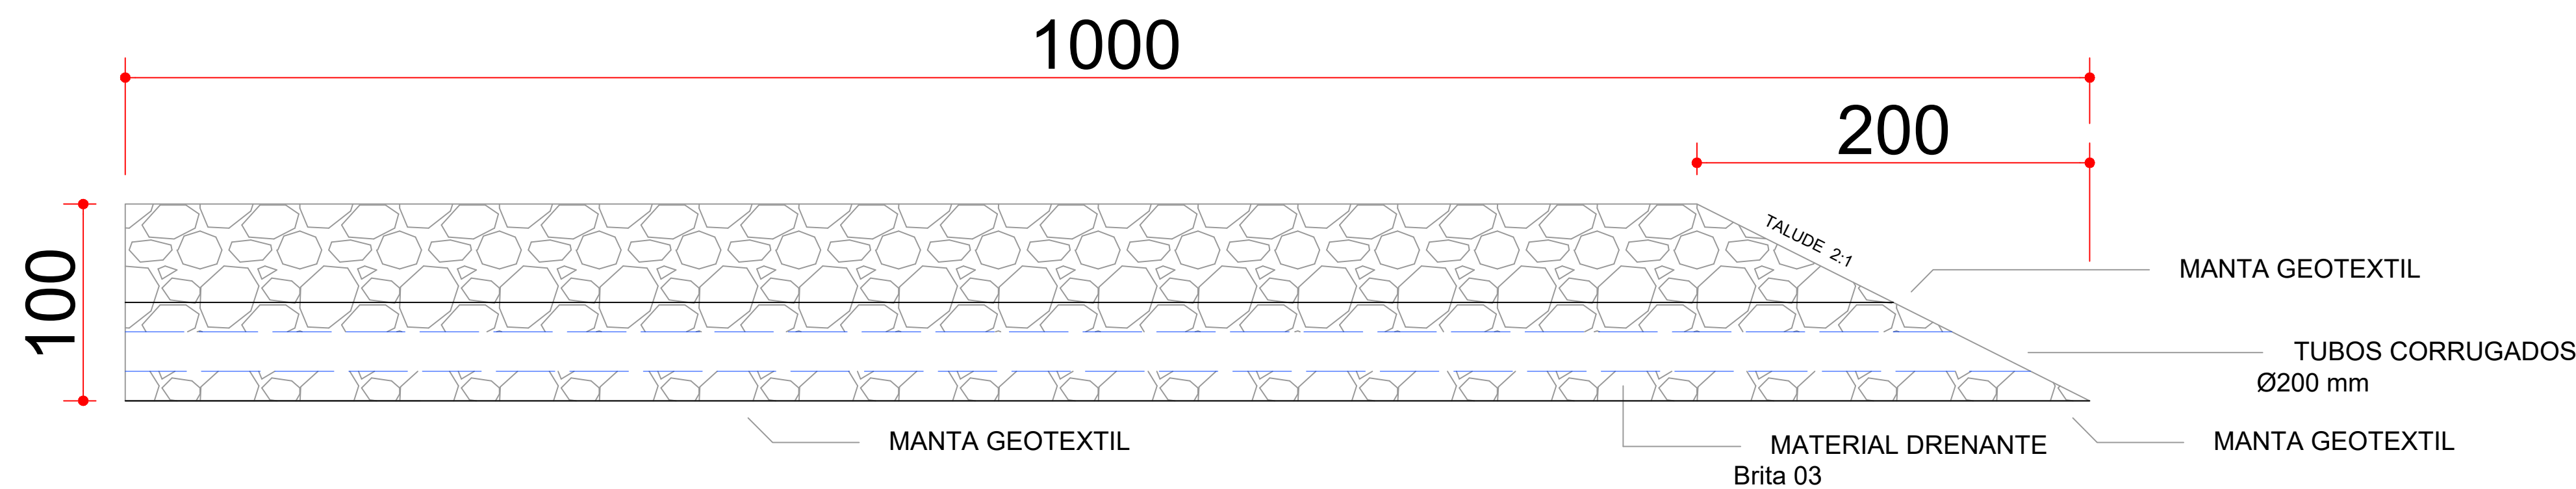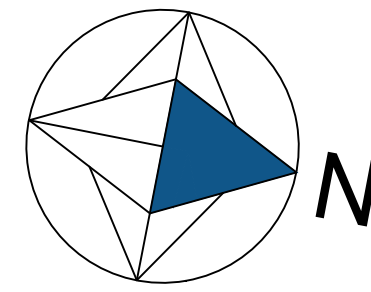


CORTE B-B (DRENO)
ESCALA 1:25
MEDIDAS EM CENTÍMETROS

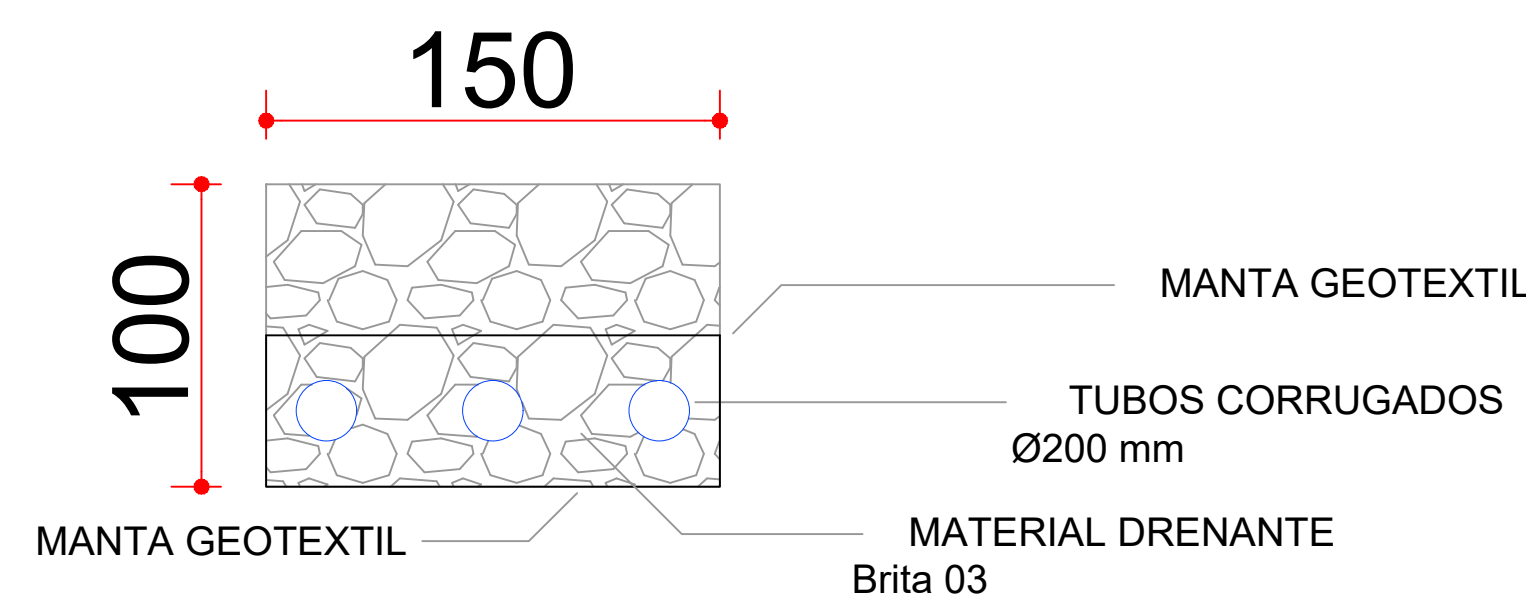



CORTE A-A (DRENO)
ESCALA 1:25
MEDIDAS EM CENTÍMETROS

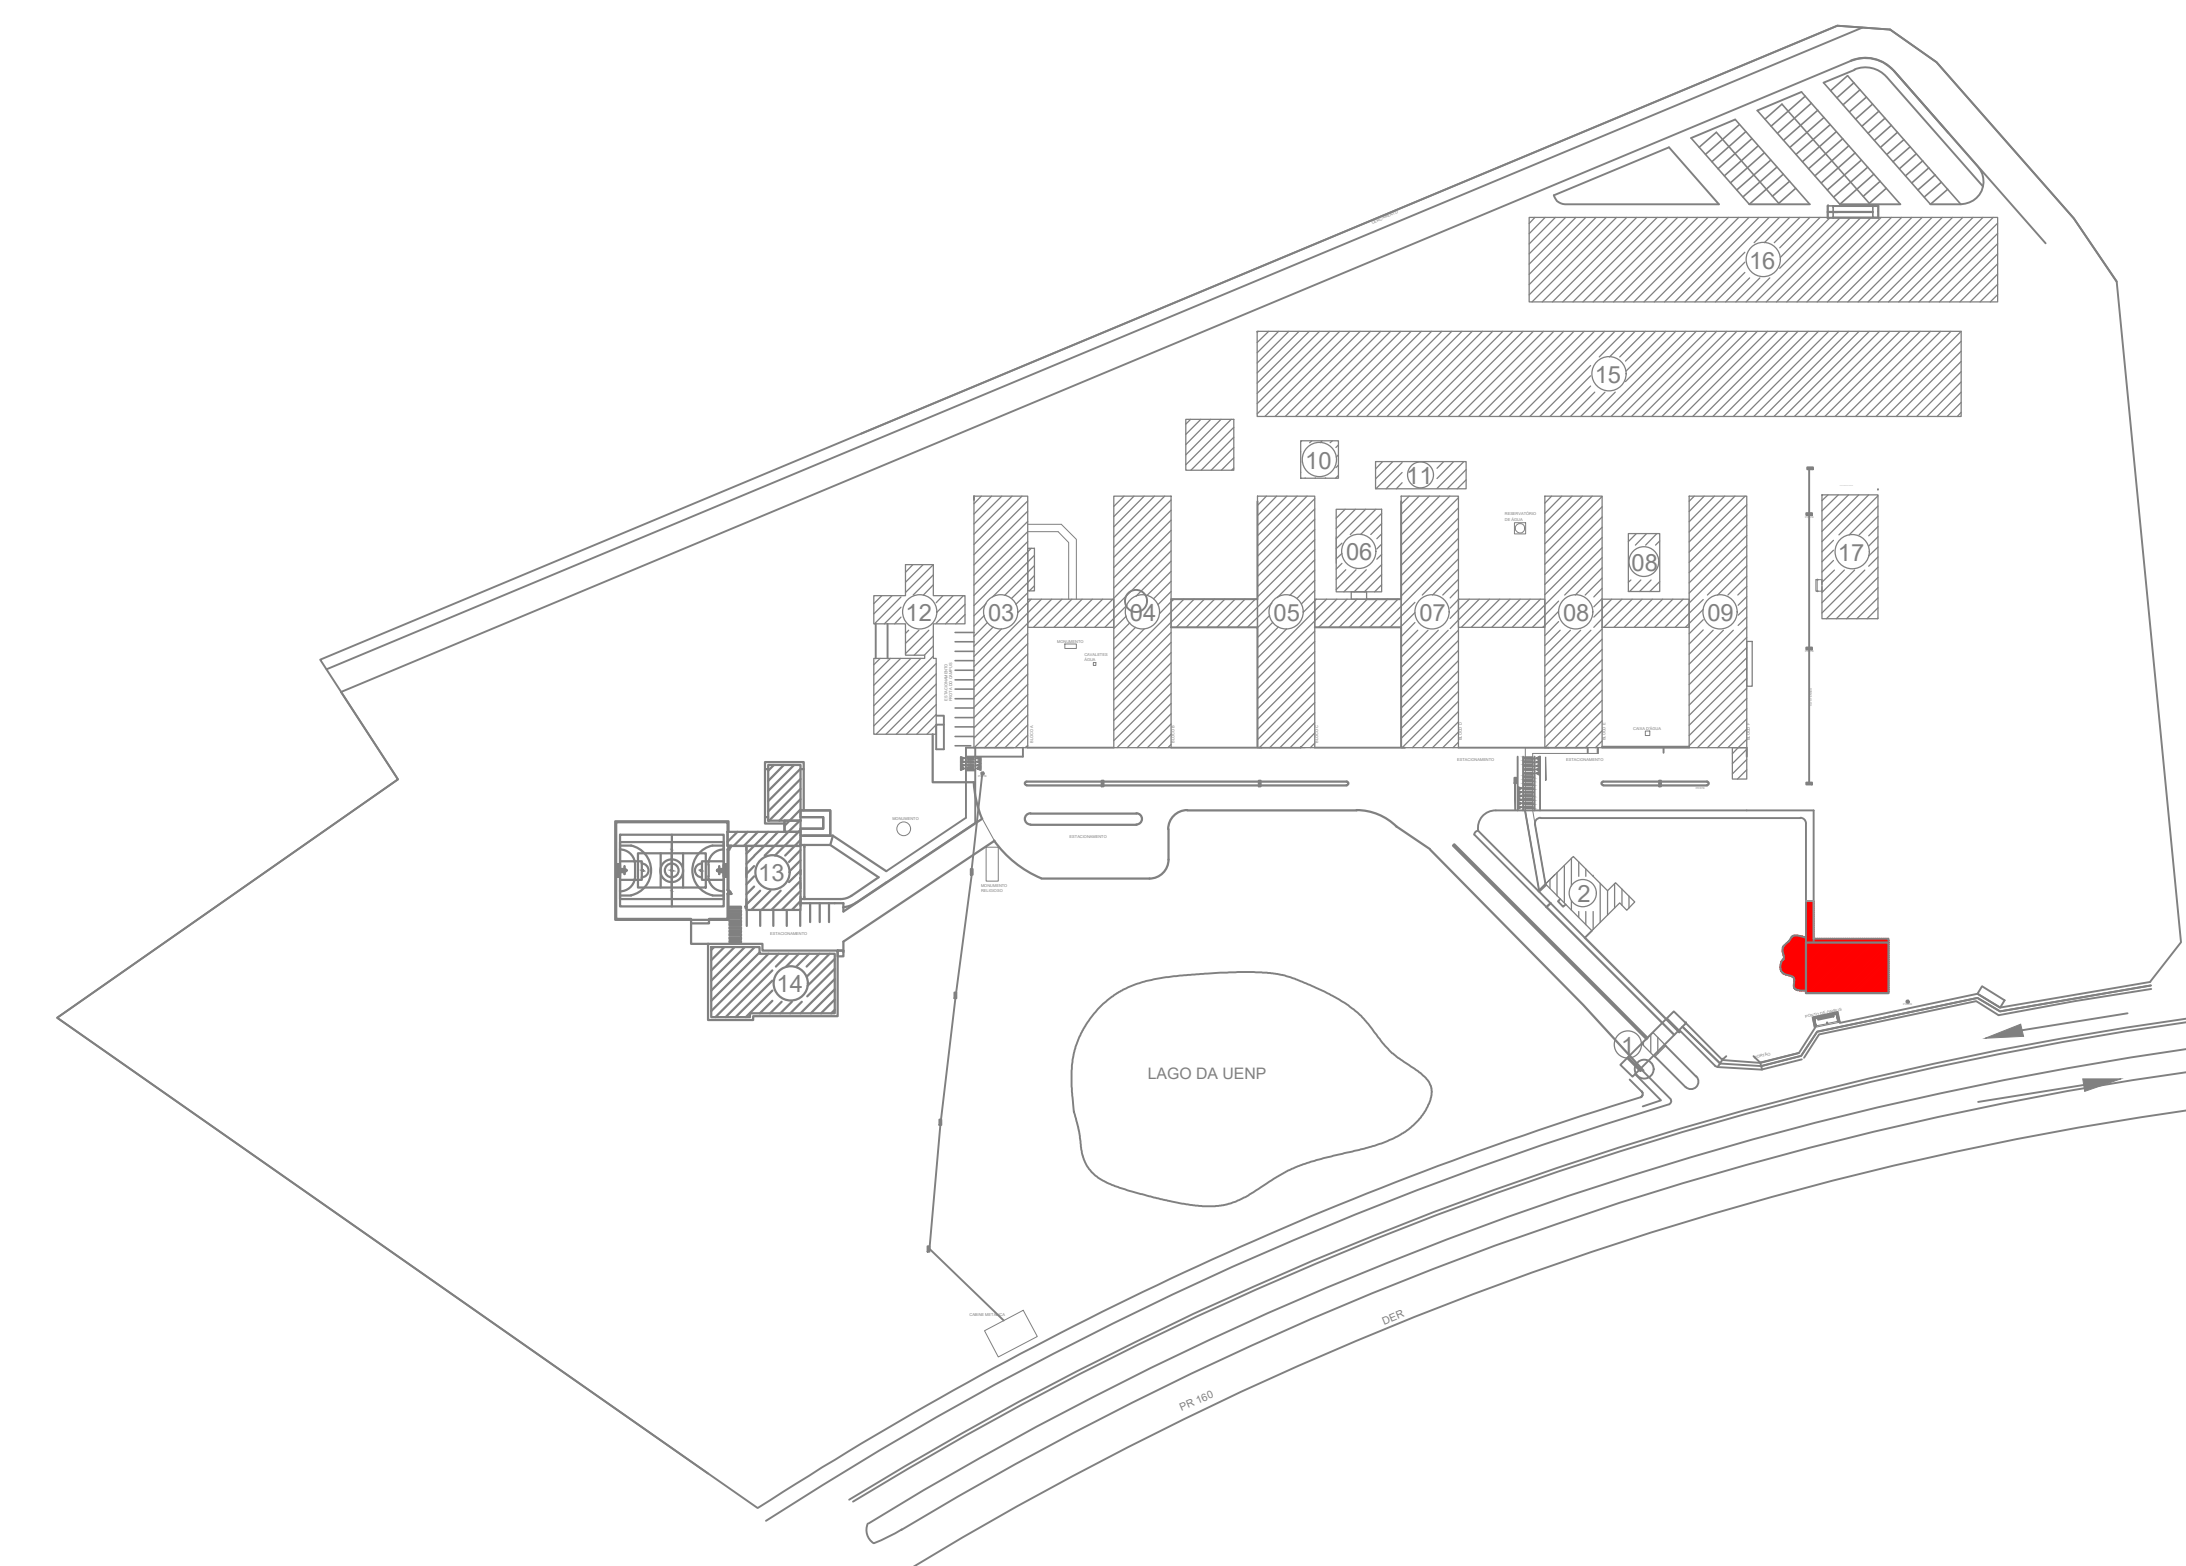


PLANTA DE IMPLANTAÇÃO
ESCALA 1:2000
MEDIDAS EM CENTÍMETROS

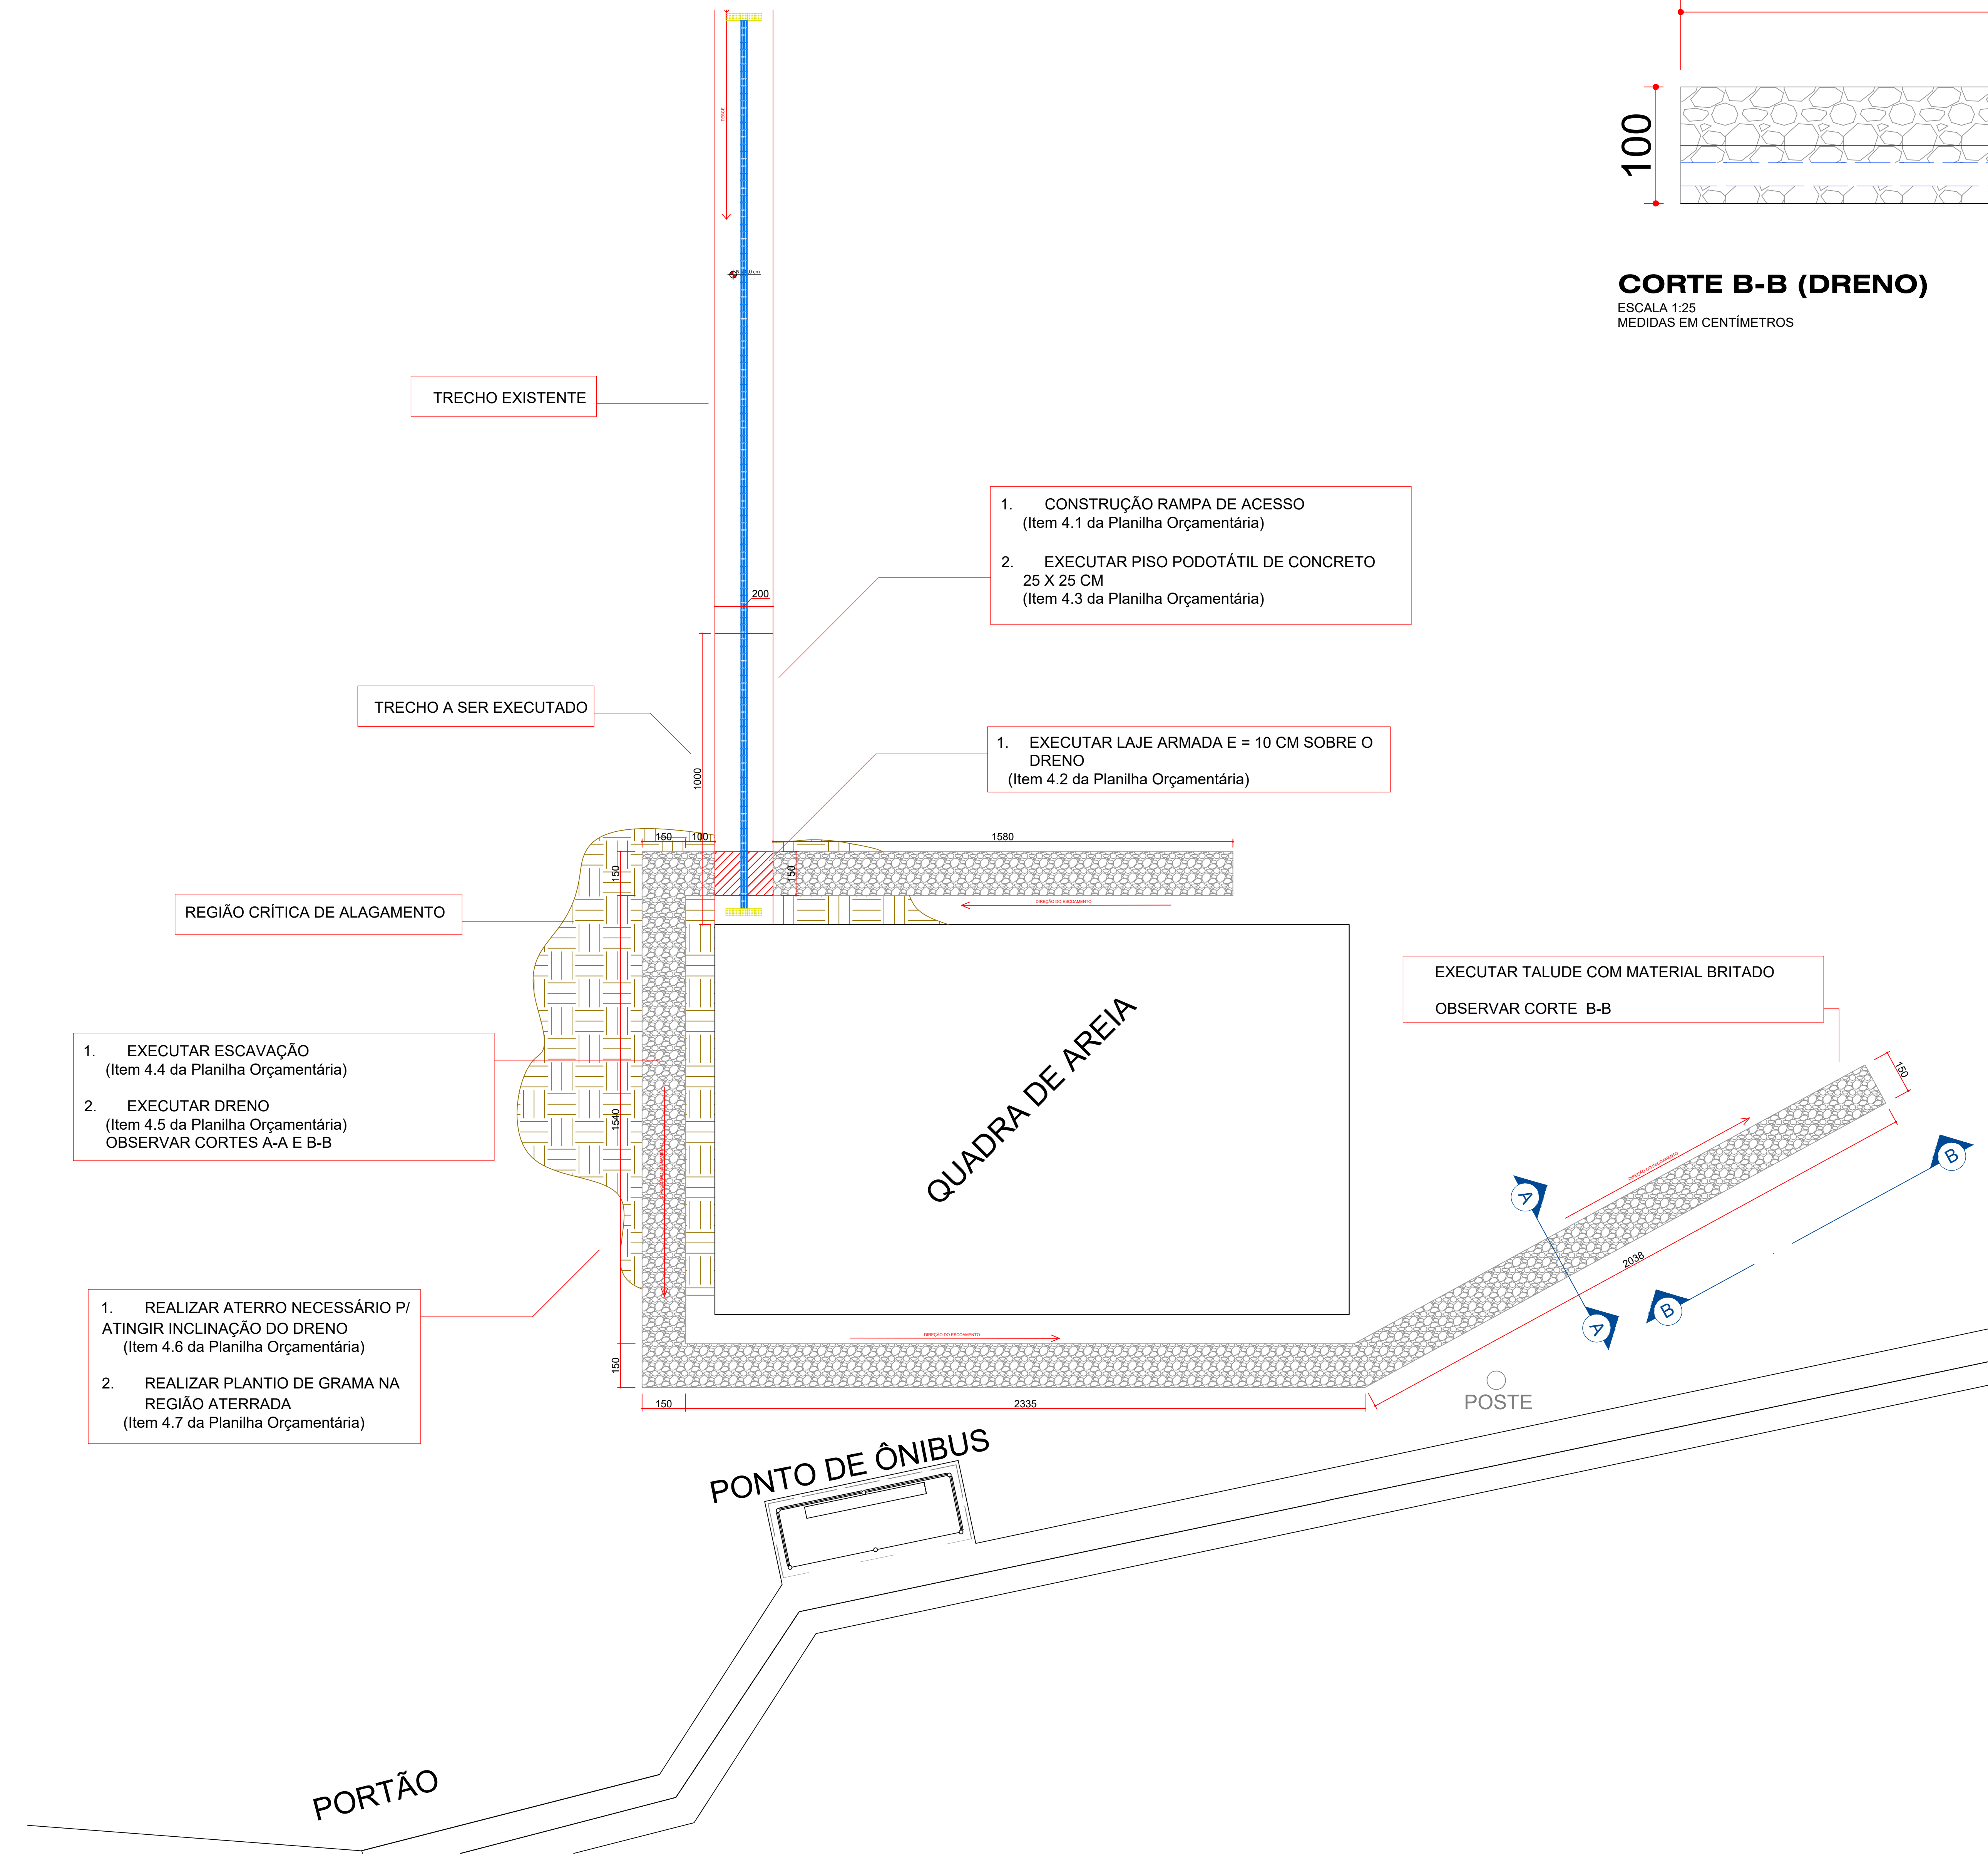

PLANTA BAIXA
ESCALA 1:100
MEDIDAS EM CENTÍMETROS

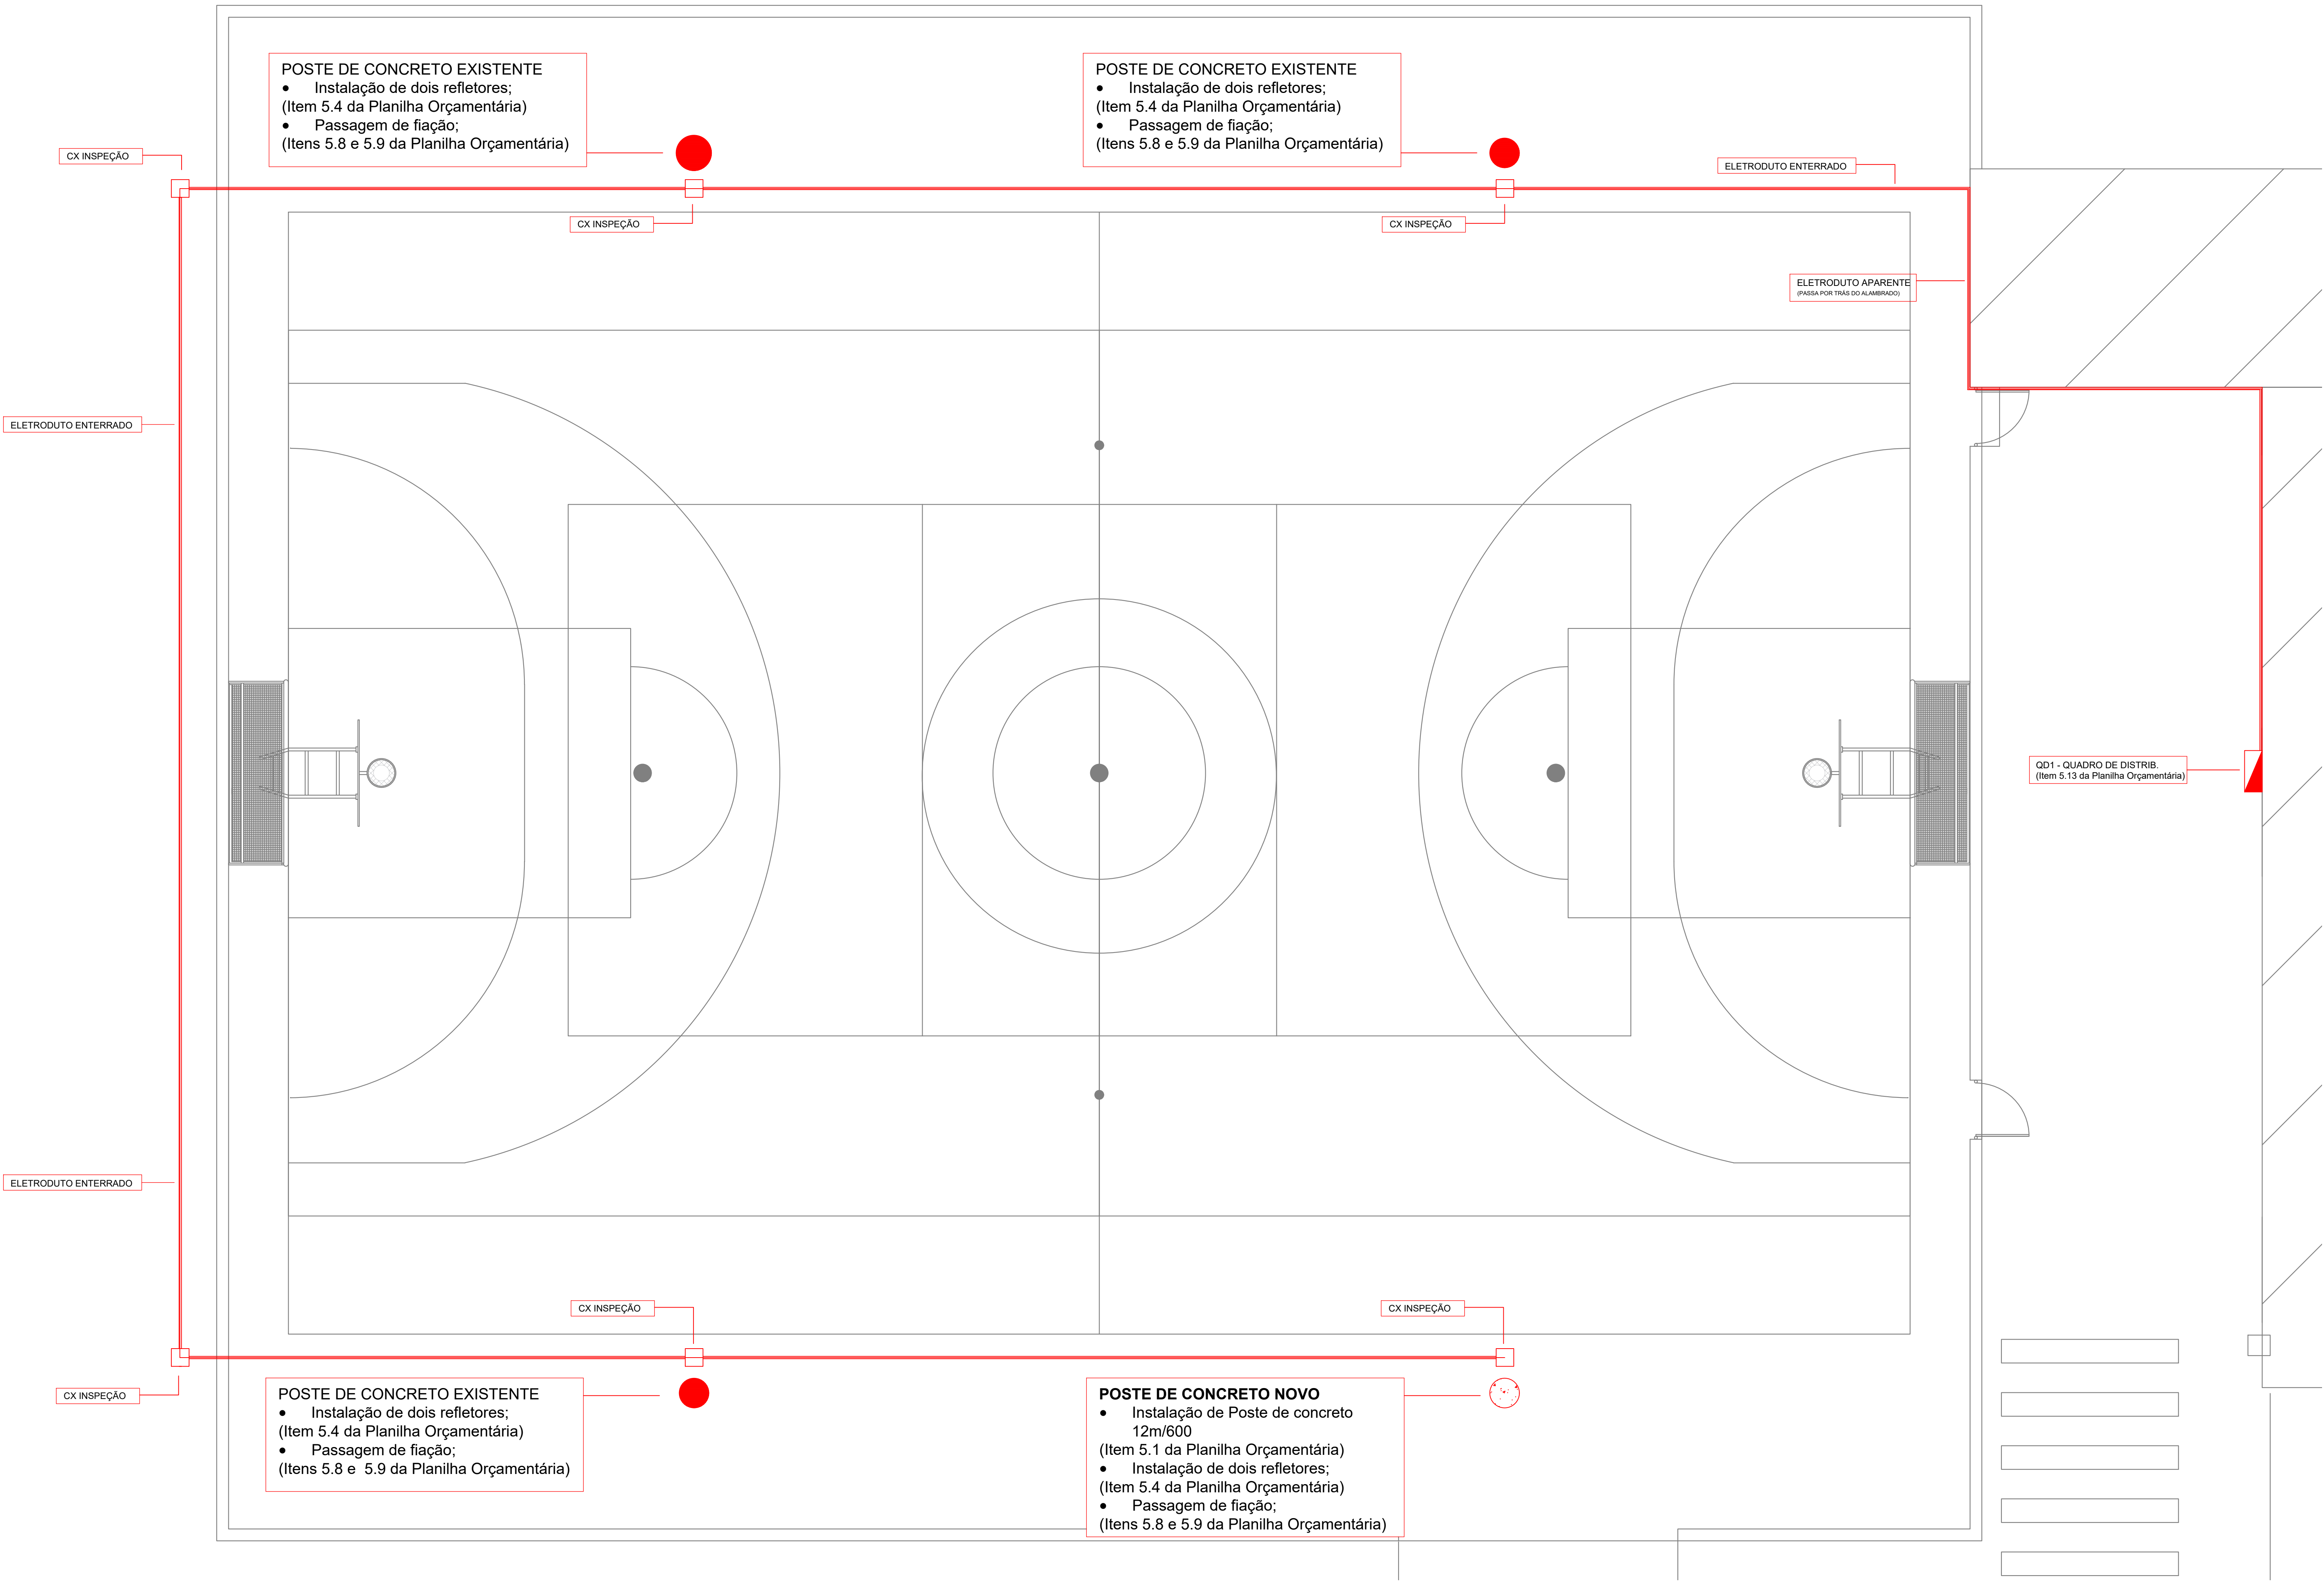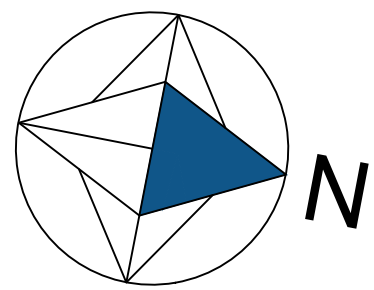

PLANTA BAIXA
ESCALA 1:50
MEDIDAS EM CENTÍMETROS

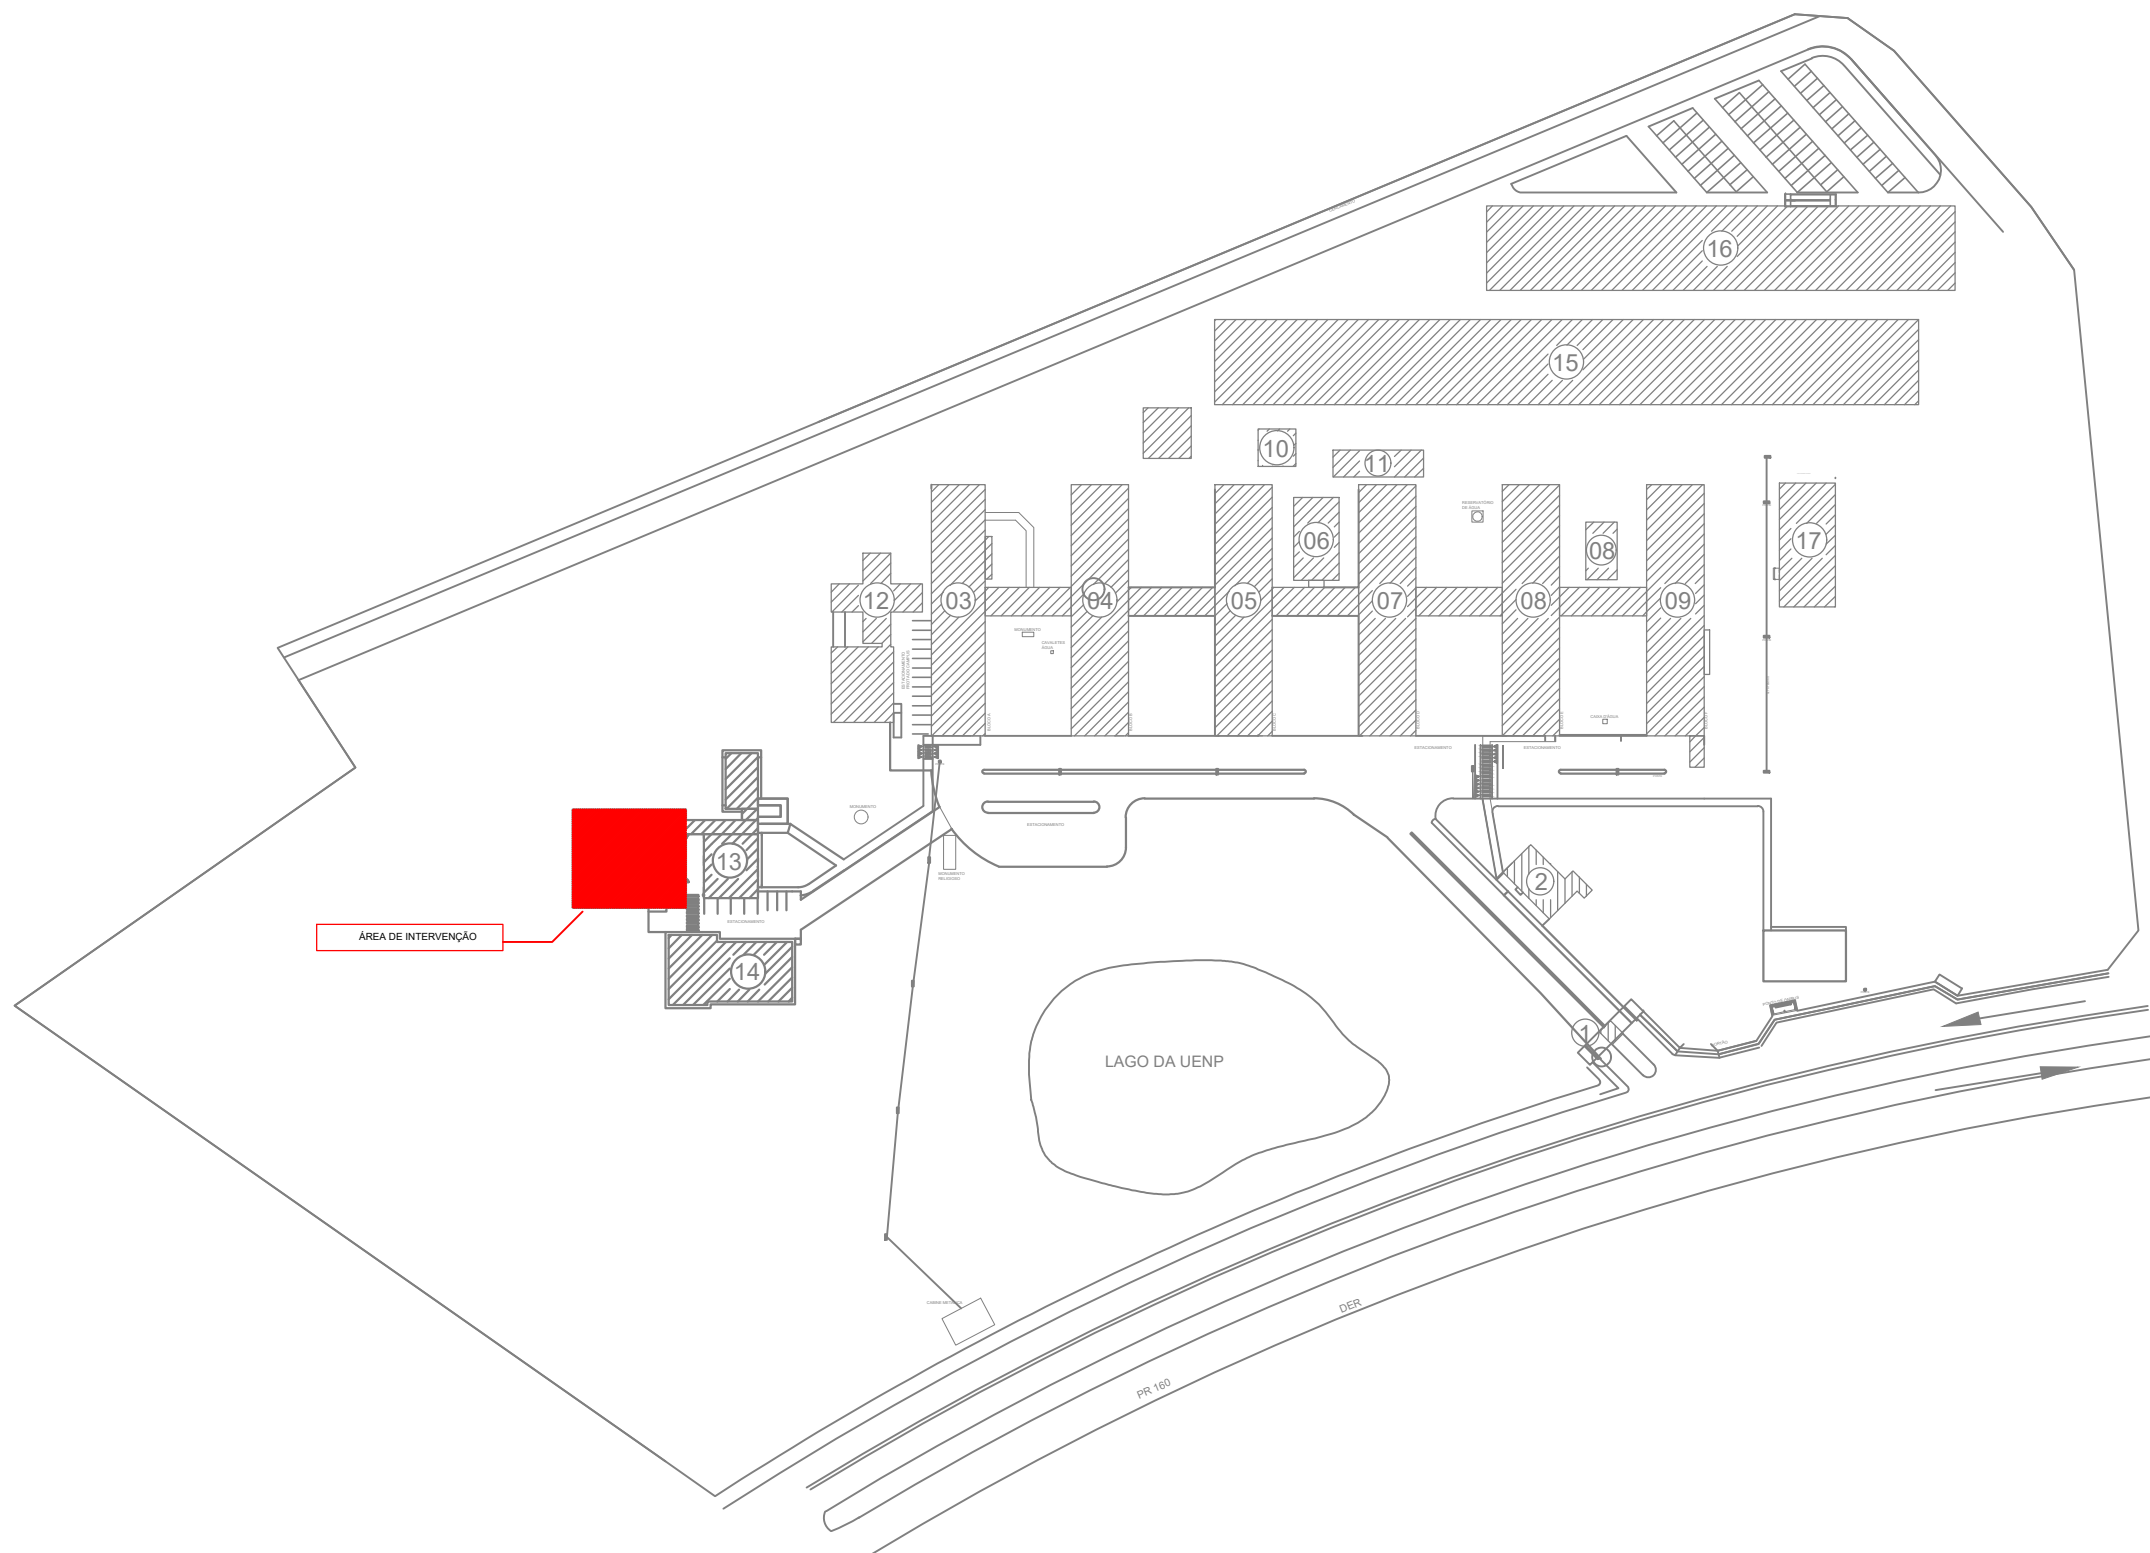

PLANTA DE IMPLANTAÇÃO
ESCALA 1:2000
MEDIDAS EM CENTÍMETROS

— UENP —

UNIVERSIDADE ESTADUAL DO NORTE DO PARANÁ

PROJETO

IMPLANTAÇÃO, PLANTA BAIXA E DETALHES

OBRA

ILUMINAÇÃO QUADRA DESCOBERTA CCP

PROPRIETÁRIO

UNIVERSIDADE ESTADUAL DO NORTE DO PARANÁ - UENP
CNPJ 08.865.000/0001-05

RESPONSÁVEL TÉCNICO

CHRISTOPHER RAMOS SPER
CRE-PA 188.514/7

DESENHO

CHRISTOPHER

DATA

AGOSTO/2026

ESCALA


INDICADA

PRANCHA



PROPAV

PRO-REITORIA DE PLANEJAMENTO E AVALIAÇÃO INSTITUCIONAL
SECRETARIA DE OBRAS

1/1

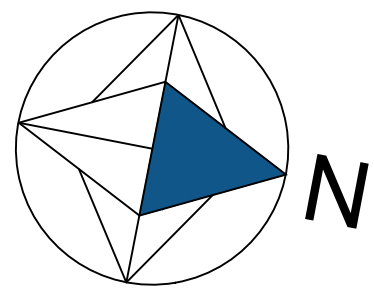

CEPEL

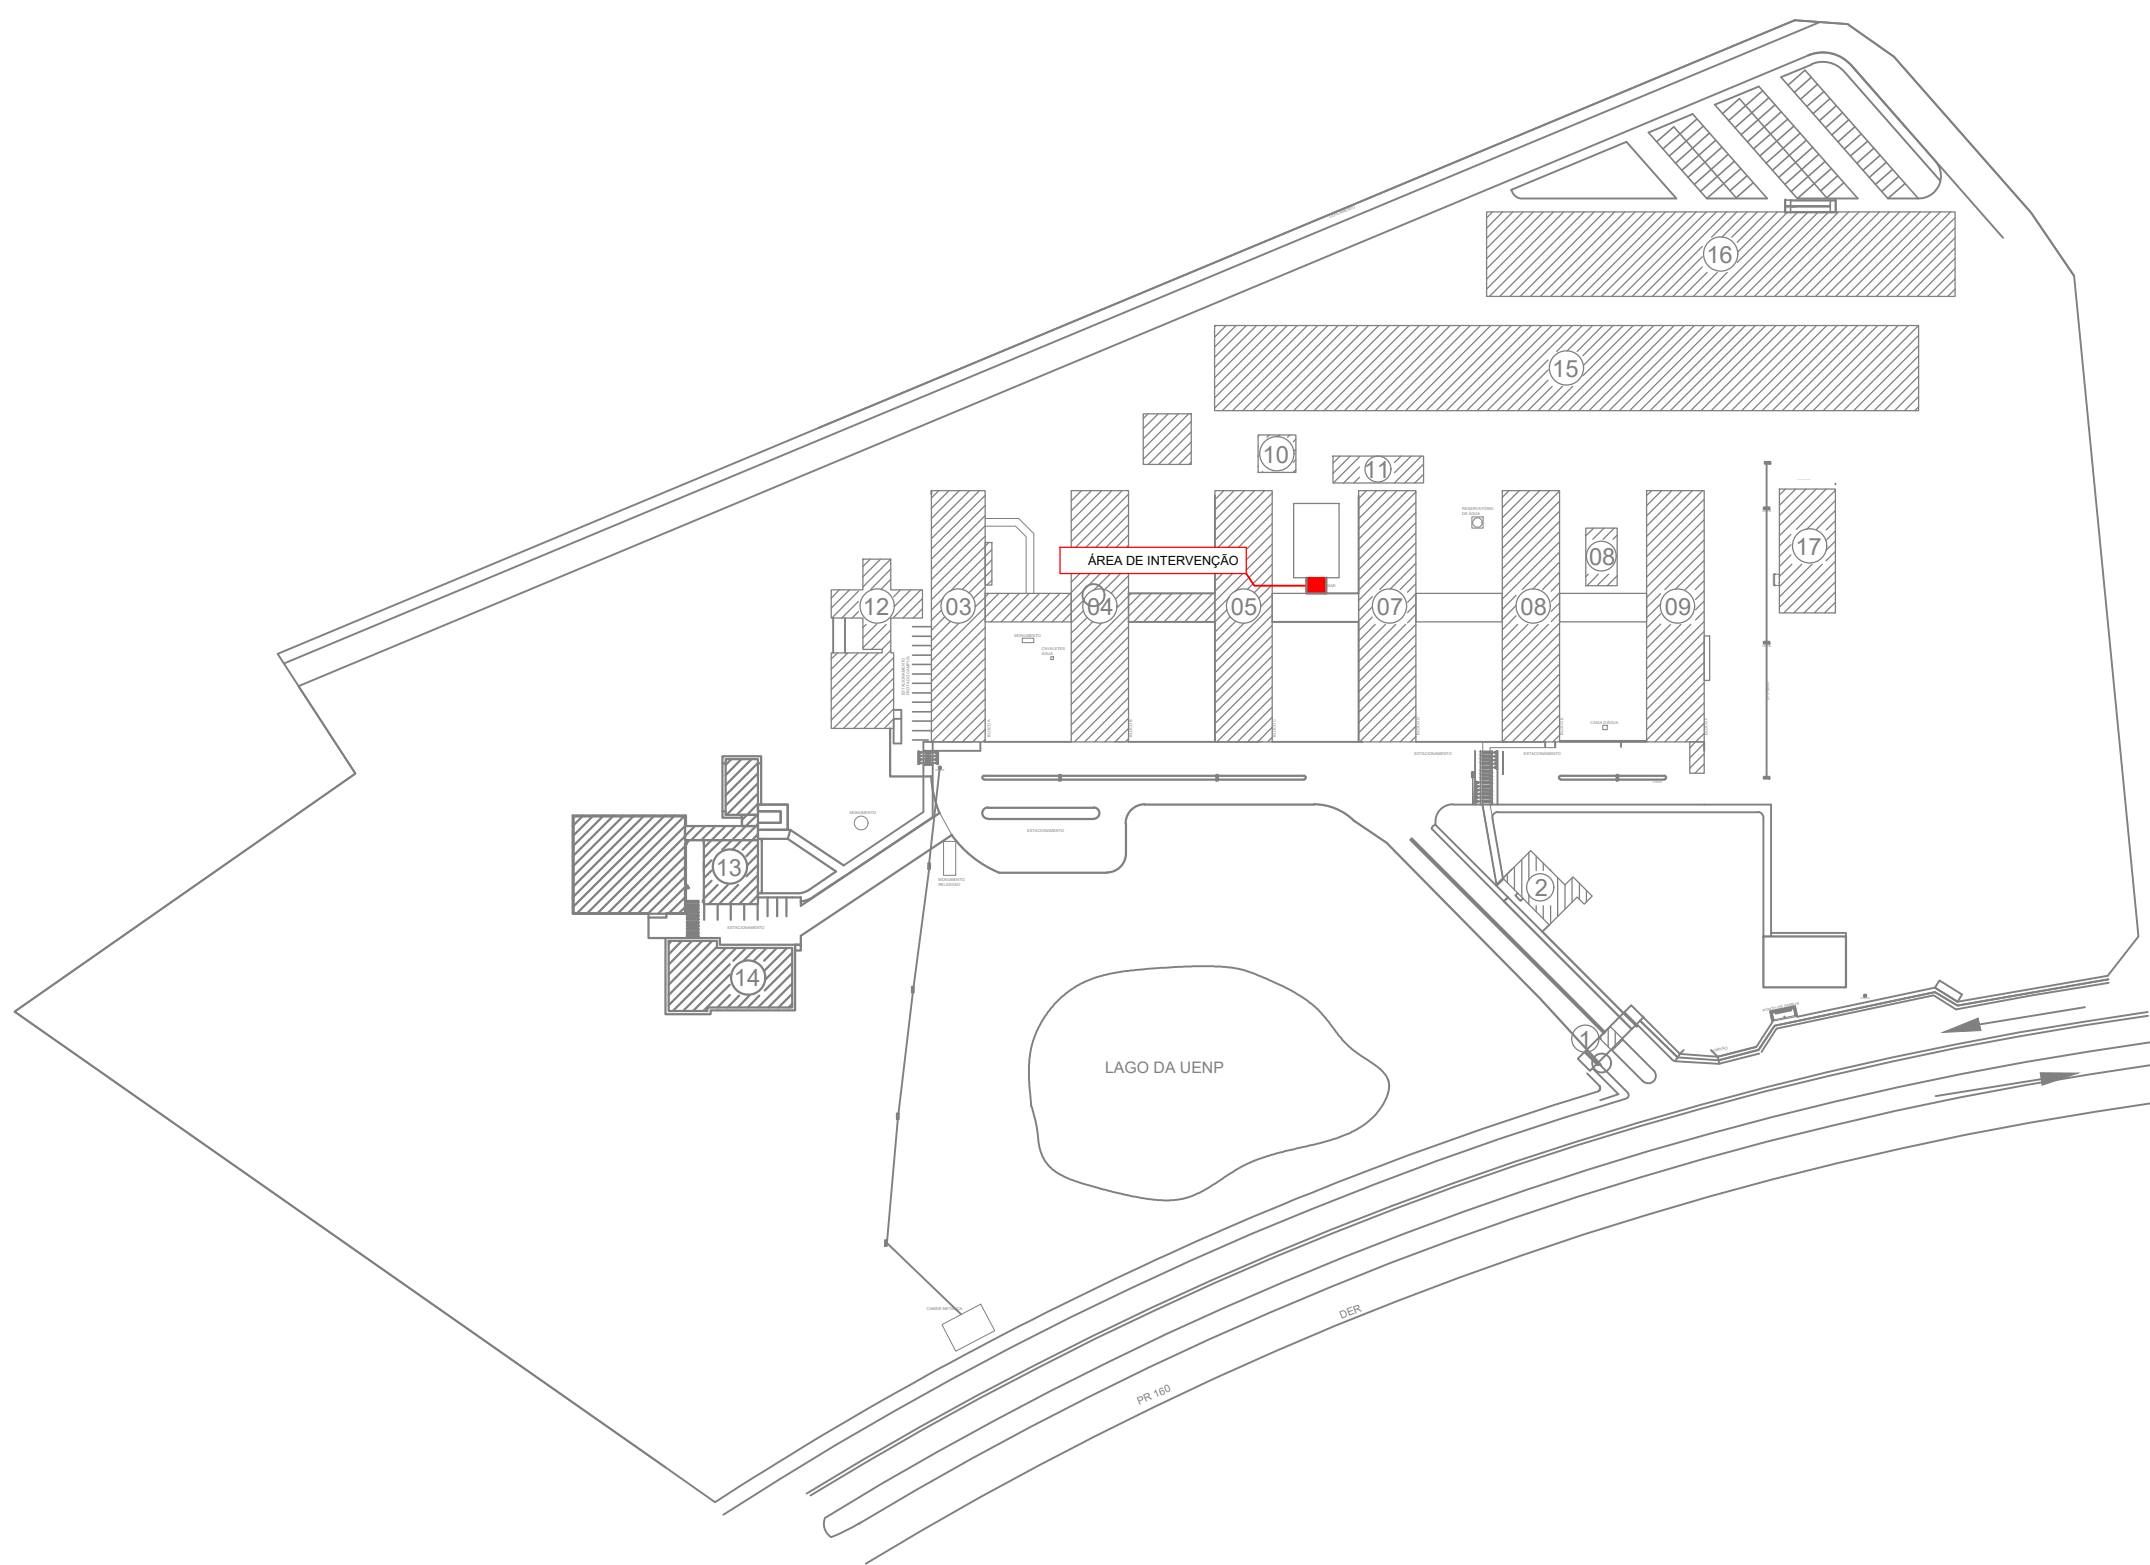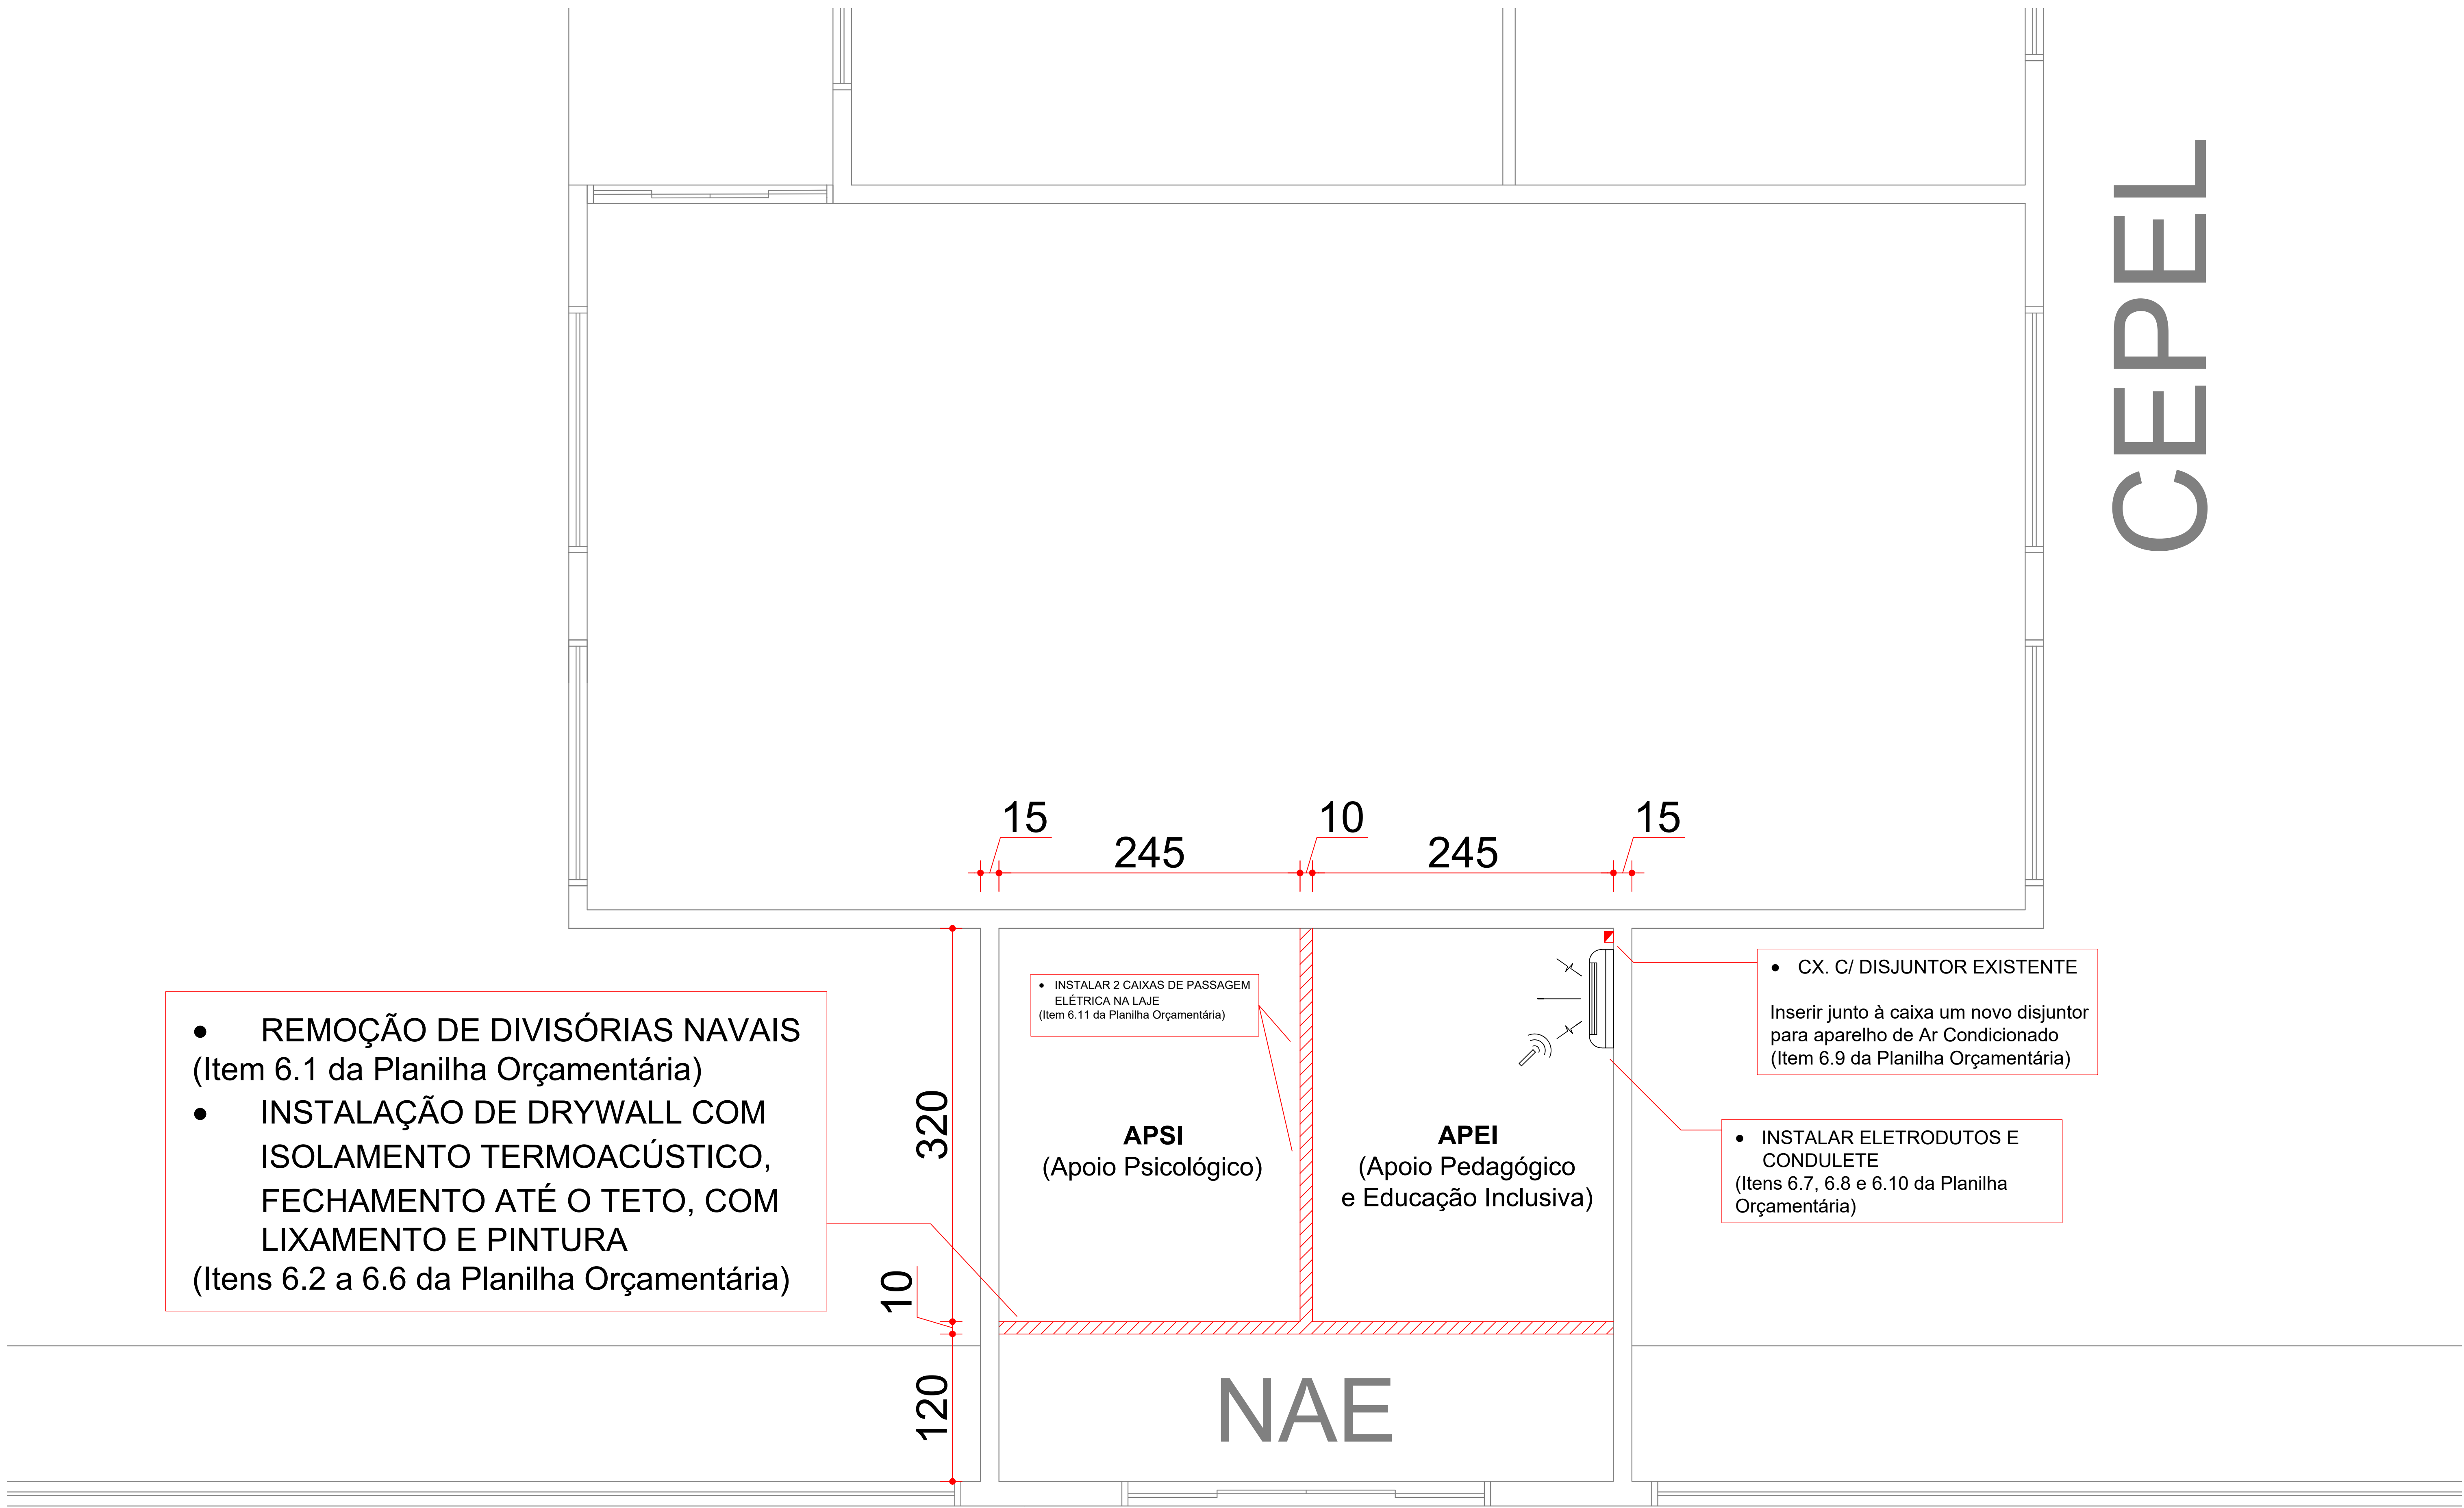

PLANTA DE IMPLANTAÇÃO
ESCALA 1:2000
MEDIDAS EM CENTÍMETROS

PLANTA BAIXA
ESCALA 1:25
MEDIDAS EM CENTÍMETROS

— UENP —

UNIVERSIDADE ESTADUAL DO NORTE DO PARANÁ

PROJETOIMPLANTAÇÃO, PLANTA BAIXA E DETALHES

OBRAILUMINAÇÃO QUADRA DESCOBERTA CCP

PROPRIETÁRIOUNIVERSIDADE ESTADUAL DO NORTE DO PARANÁ - UENP
CNPJ 08.965.000/0001-05RESPONSÁVEL TÉCNICOCHRISTOPHER RAMOS SPER
CNPJ 19.888.514/01-11

DESENHOCHRISTOPHERDATA10/08/2026ESCALAINDICADA

PRINCHA

PROPAV
PRO-REITORIA DE PLANEJAMENTO E AVALIAÇÃO INSTITUCIONAL
SECRETARIA DE OBRAS

1/1

Documento: **4.PROJETOS_ADEQUACOESMEDICINACCP.pdf**.

Assinatura Qualificada realizada por: **Ederson Marcos Sgarbi** em 21/10/2026 13:09.

Assinatura Avançada realizada por: **Henrique Franciz Ximenes de Andrade Bilbao (XXX.870.379-XX)** em 04/09/2026 11:30 Local: UENP/RTA/PROPAV/SECOBRAS.

Inserido ao protocolo **26.535.756-3** por: **Amanda Alves da Silva** em: 04/09/2026 11:20.



Documento assinado nos termos do Art. 38 do Decreto Estadual nº 7304/2021.

A autenticidade deste documento pode ser validada no endereço:
<https://www.eprotocolo.pr.gov.br/spiweb/validarDocumento> com o código: