

Documento: **4.CCHE_UENPEletrico01.6.pdf**.

Assinatura Qualificada realizada por: **Ederson Marcos Sgarbi** em 14/09/2026 17:07.

Inserido ao protocolo **26.535.557-9** por: **Amanda Alves da Silva** em: 04/09/2026 09:19.



Documento assinado nos termos do Art. 38 do Decreto Estadual nº 7304/2021.

A autenticidade deste documento pode ser validada no endereço:
<https://www.eprotocolo.pr.gov.br/spiweb/validarDocumento> com o código:

Documento: **4.CCHE_UENPEletrico02.6.pdf**.


Assinatura Qualificada realizada por: **Ederson Marcos Sgarbi** em 14/09/2026 17:07.

Inserido ao protocolo **26.535.557-9** por: **Amanda Alves da Silva** em: 04/09/2026 09:19.



Documento assinado nos termos do Art. 38 do Decreto Estadual nº 7304/2021.

A autenticidade deste documento pode ser validada no endereço:
<https://www.eprotocolo.pr.gov.br/spiweb/validarDocumento> com o código:

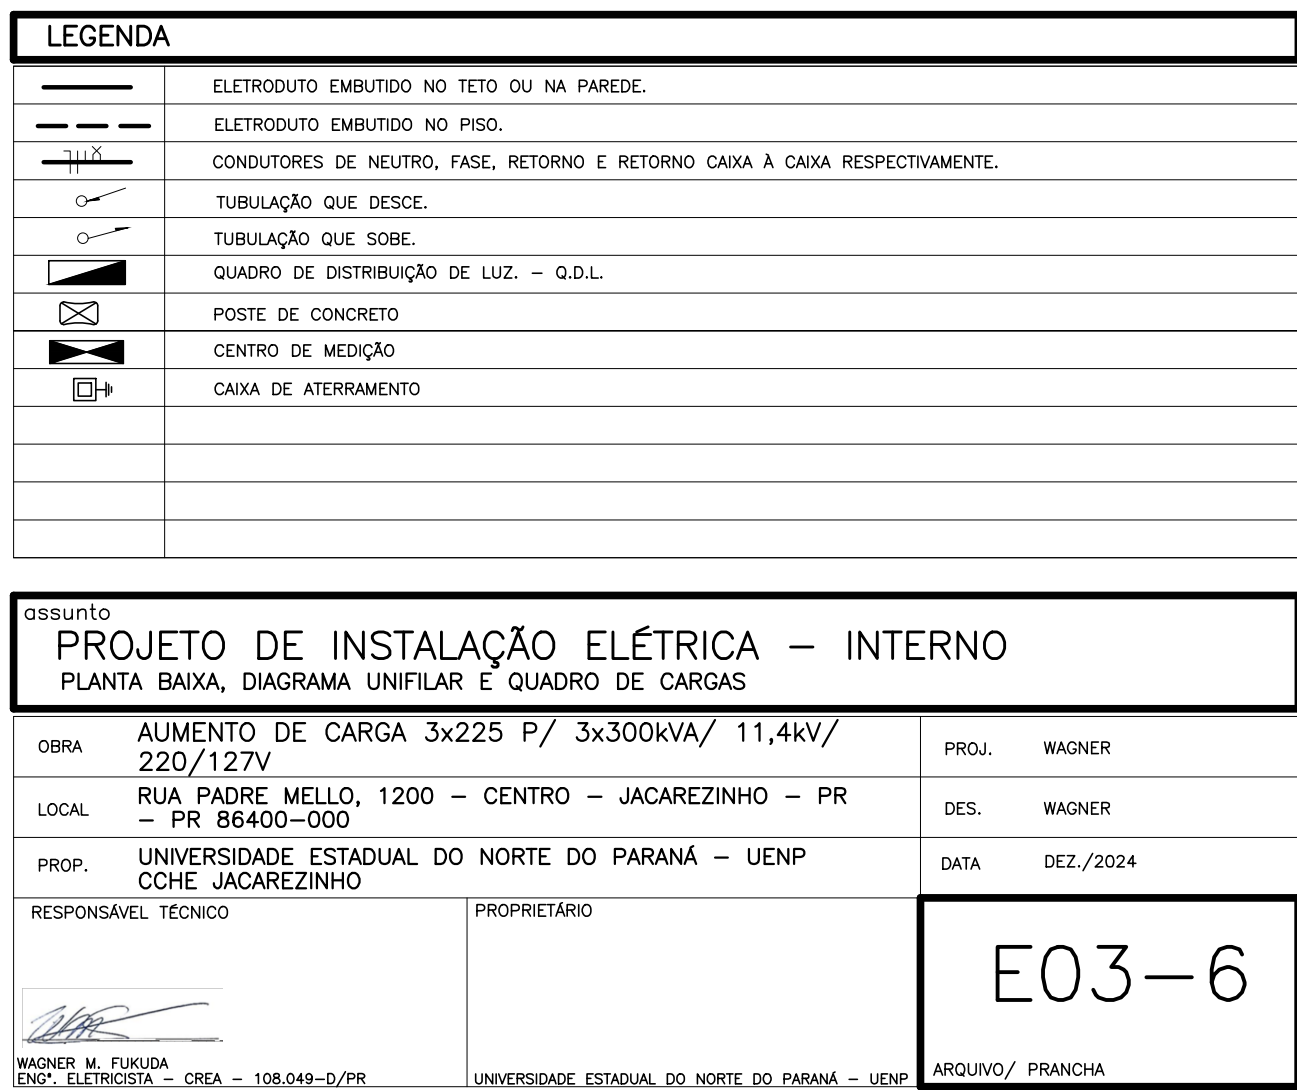

Documento: **4.CCHE_UENPEletrico03.6.pdf**.

Assinatura Qualificada realizada por: **Ederson Marcos Sgarbi** em 14/09/2026 17:07.

Inserido ao protocolo **26.535.557-9** por: **Amanda Alves da Silva** em: 04/09/2026 09:19.




Documento assinado nos termos do Art. 38 do Decreto Estadual nº 7304/2021.

A autenticidade deste documento pode ser validada no endereço:
<https://www.eprotocolo.pr.gov.br/spiweb/validarDocumento> com o código:

DIAGRAMA UNIFILAR

QDL-4
BLOCO 4

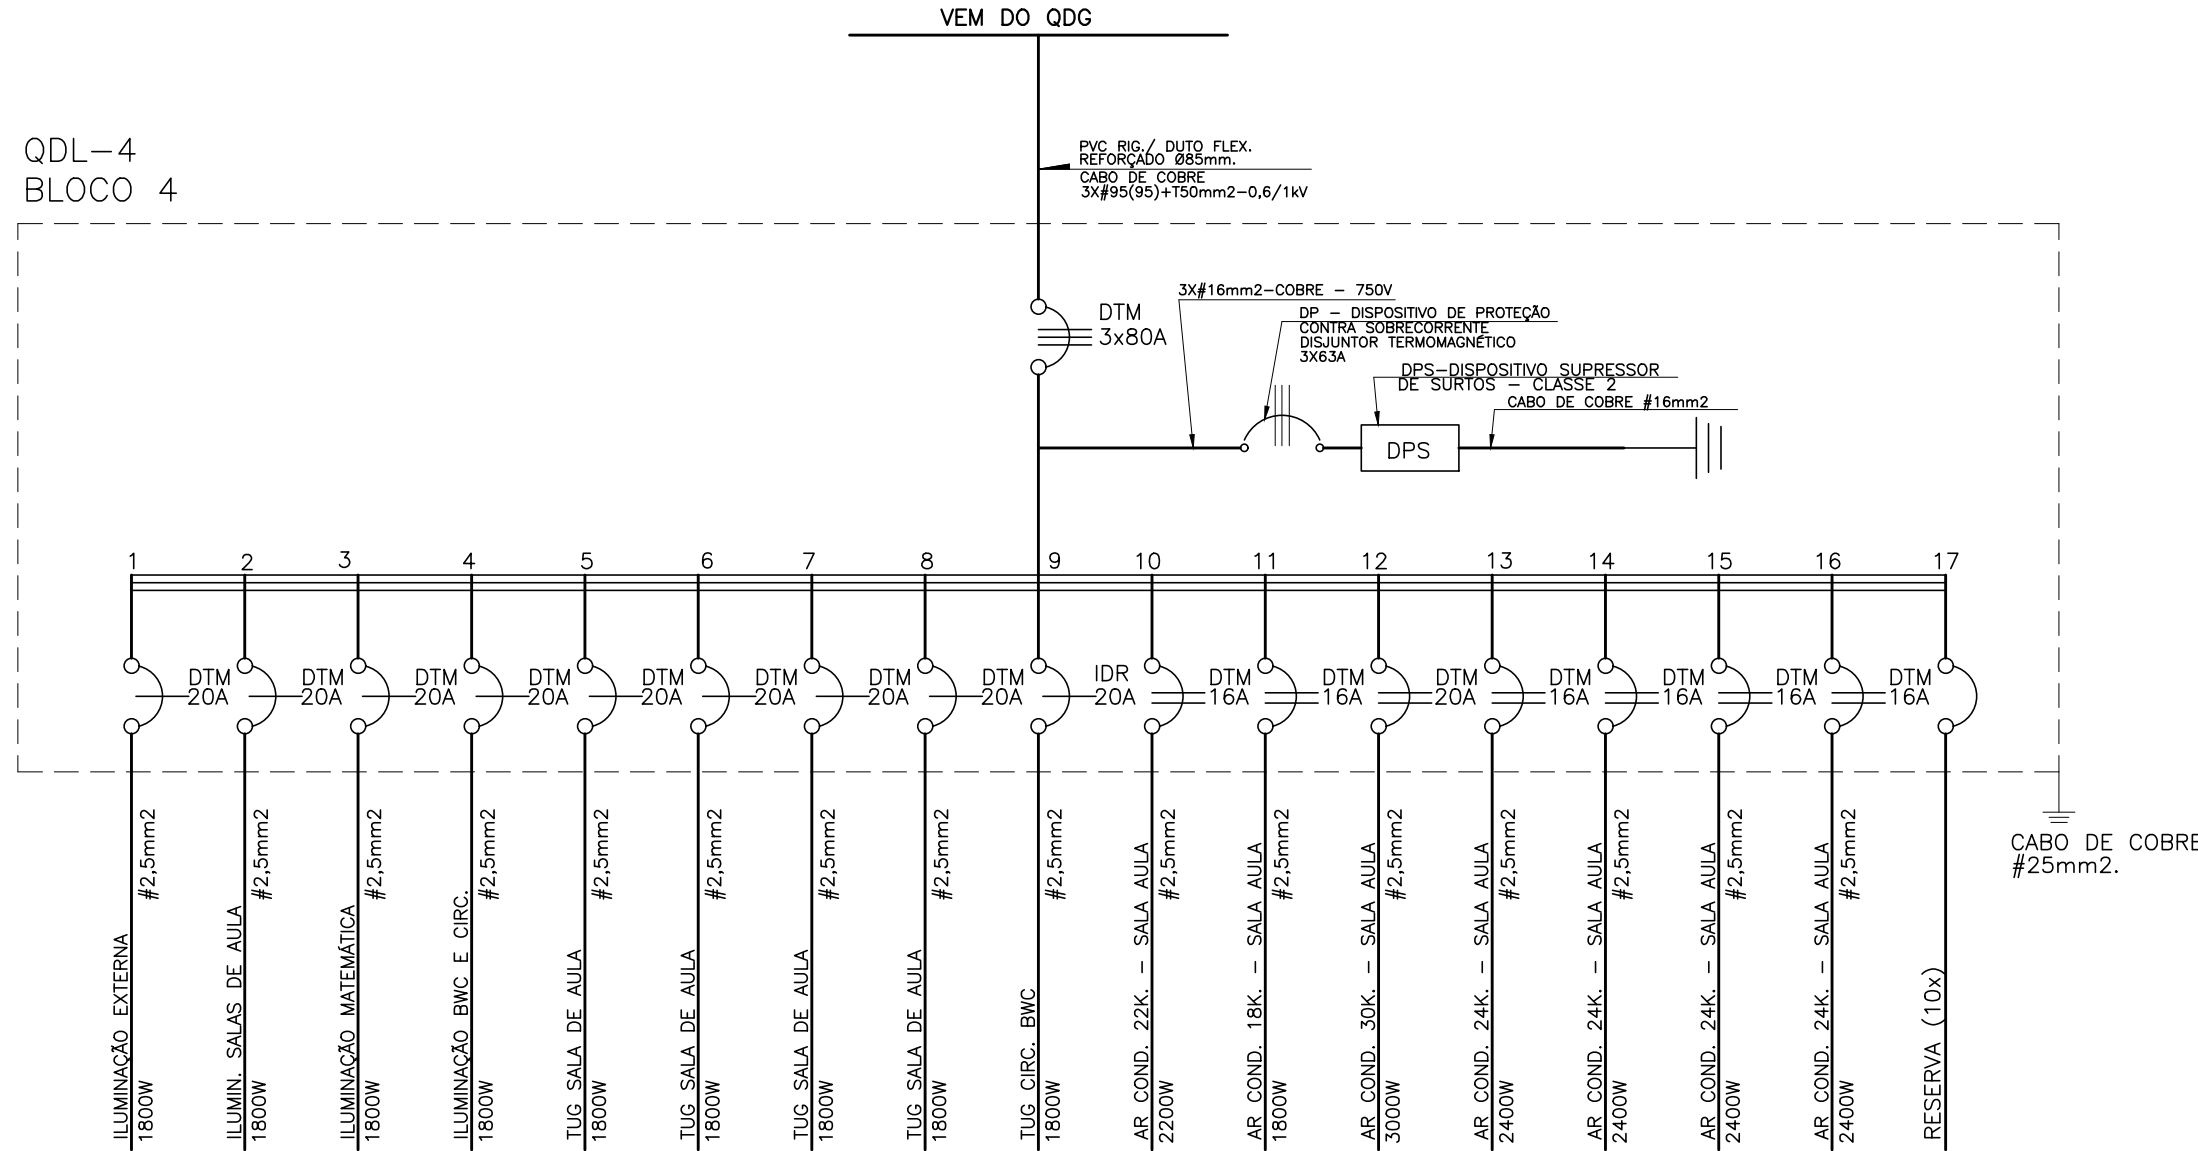

QUADRO DE CARGAS

CIRCUITO	APLICAÇÃO	POTENCIA (W)	TENSÃO (V)	I (A)	PROTEÇÃO (A)	FAIXA (mm²)	CARGA A	POR B	FASE C
1	ILUMINAÇÃO EXTERNA	1800	127	14.17	1x20	2.5	1800		
2	ILUMIN. SALAS DE AULA	1800	127	14.17	1x20	2.5		1800	
3	ILUMINAÇÃO MATEMÁTICA	1800	127	14.17	1x20	2.5			1800
4	ILUMINAÇÃO BWC E CIRC.	1800	127	14.17	1x20	2.5			1800
5	TUG SALA DE AULA	1800	127	14.17	1x20	2.5	1800		
6	TUG SALA DE AULA	1800	127	14.17	1x20	2.5		1800	
7	TUG SALA DE AULA	1800	127	14.17	1x20	2.5			1800
8	TUG SALA DE AULA	1800	127	14.17	1x20	2.5		1800	
9	TUG CIRC. BWC	1800	127	14.17	IDR 2x20	2.5	1800		1800
10	AR COND. 22K. - SALA AULA	2200	220	10.00	2x16	2.5		1100	1100
11	AR COND. 18K. - SALA AULA	1800	220	8.18	2x16	2.5	900	900	
12	AR COND. 30K. - SALA AULA	3000	220	13.64	2x20	2.5	1500		1500
13	AR COND. 24K. - SALA AULA	2400	220	10.91	2x16	2.5	1200	1200	1200
14	AR COND. 24K. - SALA AULA	2400	220	10.91	2x16	2.5	1200		1200
15	AR COND. 24K. - SALA AULA	2400	220	10.91	2x16	2.5		1200	1200
16	AR COND. 24K. - SALA AULA	2400	220	10.91	2x16	2.5		1200	1200
17	RESERVA (10%)								
TOTAL QDL-4	BLOCO 4	32800	127/220	43.04	3x80	95(95)	12000	11000	11800

LEGENDA

—	ELETRODUTO EMBUTIDO NO TETO OU NA PAREDE.
—	ELETRODUTO EMBUTIDO NO PISO.
—	CONDUTORES DE NEUTRO, FASE, RETORNO E RETORNO CAIXA À CAIXA RESPECTIVAMENTE.
—	TUBULAÇÃO QUE DESCE.
—	TUBULAÇÃO QUE SOB.
—	QUADRO DE DISTRIBUIÇÃO DE LUZ. - Q.D.L.
—	POSTE DE CONCRETO
—	CENTRO DE MEDIÇÃO
—	CAIXA DE ATERramento

assunto


PROJETO DE INSTALAÇÃO ELÉTRICA - INTERNO
PLANTA BAIXA, DIAGRAMA UNIFILAR E QUADRO DE CARGAS

OBRA	AUMENTO DE CARGA 3x225 P/ 3x300kVA/ 11,4kV/ 220/127V	PROJ.	WAGNER
LOCAL	RUA PADRE MELLO, 1200 - CENTRO - JACAREZINHO - PR - PR 86400-000	DES.	WAGNER
PROP.	UNIVERSIDADE ESTADUAL DO NORTE DO PARANÁ - UENP CCHC JACAREZINHO	DATA	DEZ./2024
RESPONSÁVEL TÉCNICO	WAGNER M. FUKUDA ENSP, ELETRICISTA - CREA - 108.049-D/PR	PROPRIETÁRIO	UNIVERSIDADE ESTADUAL DO NORTE DO PARANÁ - UENP
ARQUIVO/ PRANCHA			

E04-6

PLANTA BAIXA - BLOCO 04

ESCALA 1:100

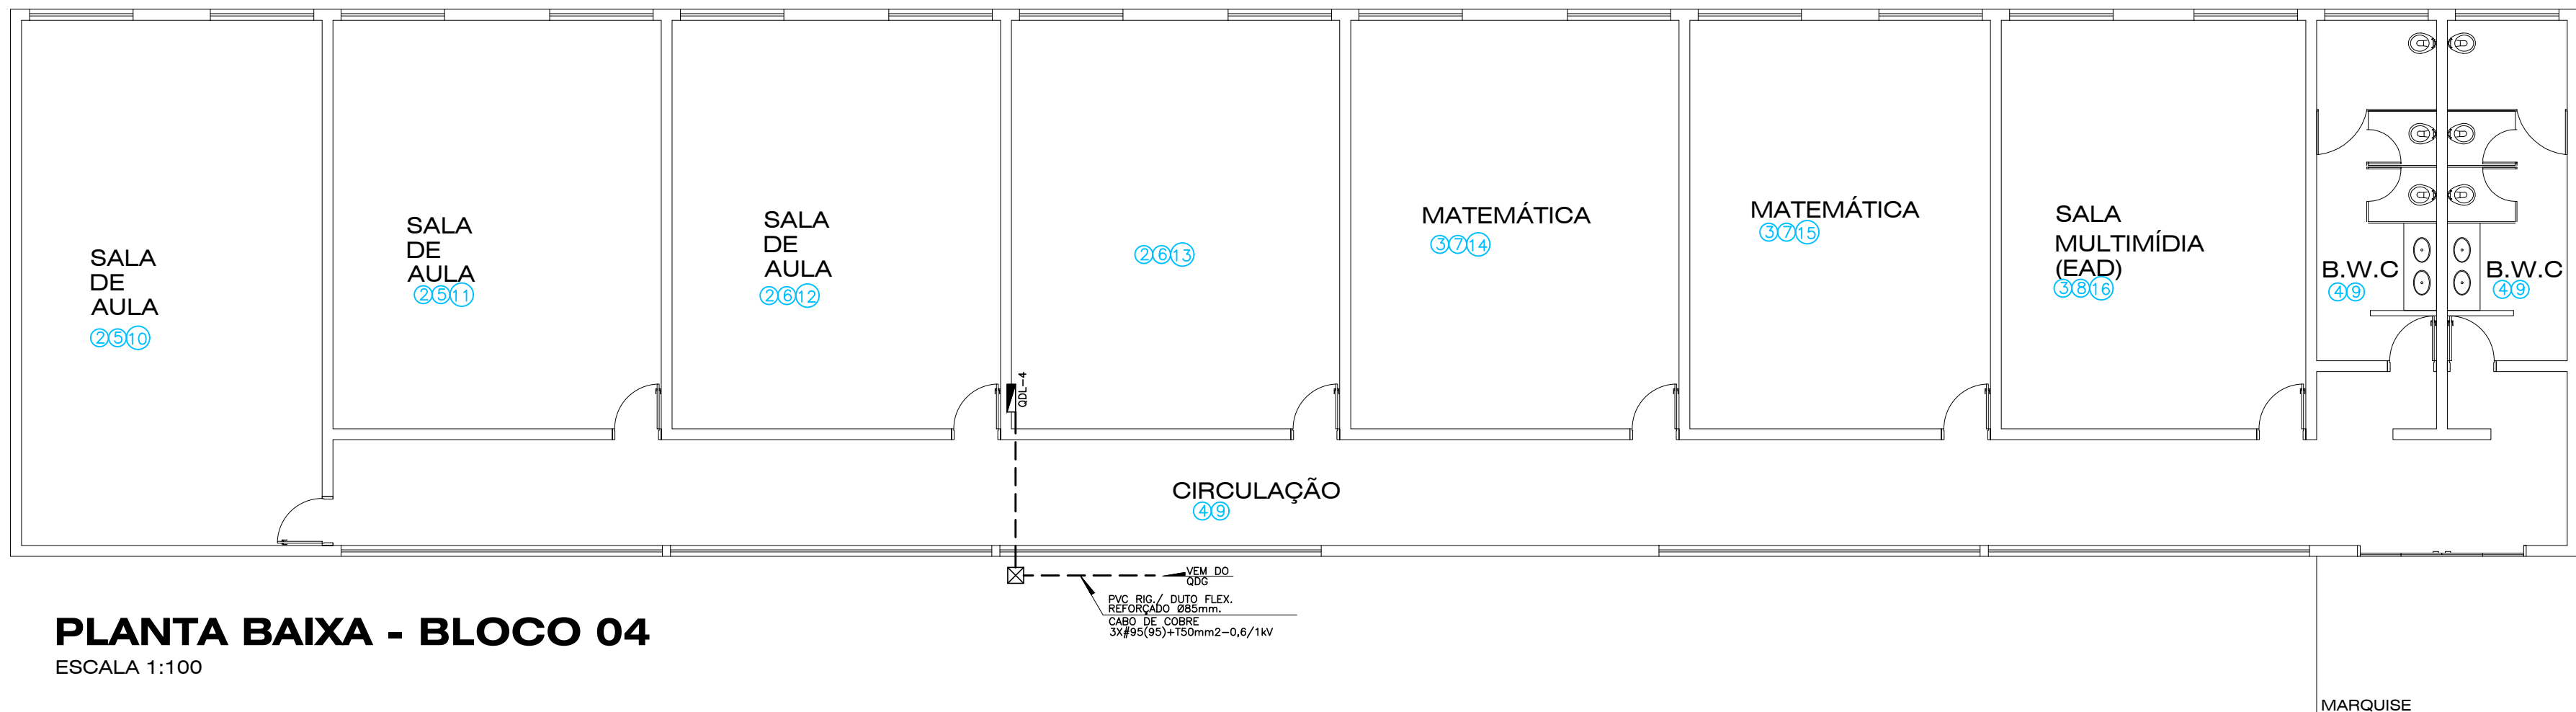

Documento: **4.CCHE_UENPEletrico04.6.pdf**.

Assinatura Qualificada realizada por: **Ederson Marcos Sgarbi** em 14/09/2026 17:07.

Inserido ao protocolo **26.535.557-9** por: **Amanda Alves da Silva** em: 04/09/2026 09:19.




Documento assinado nos termos do Art. 38 do Decreto Estadual nº 7304/2021.


A autenticidade deste documento pode ser validada no endereço:
<https://www.eprotocolo.pr.gov.br/spiweb/validarDocumento> com o código:

DIAGRAMA UNIFILAR



QDL-BIB.
BIBLIOTECA

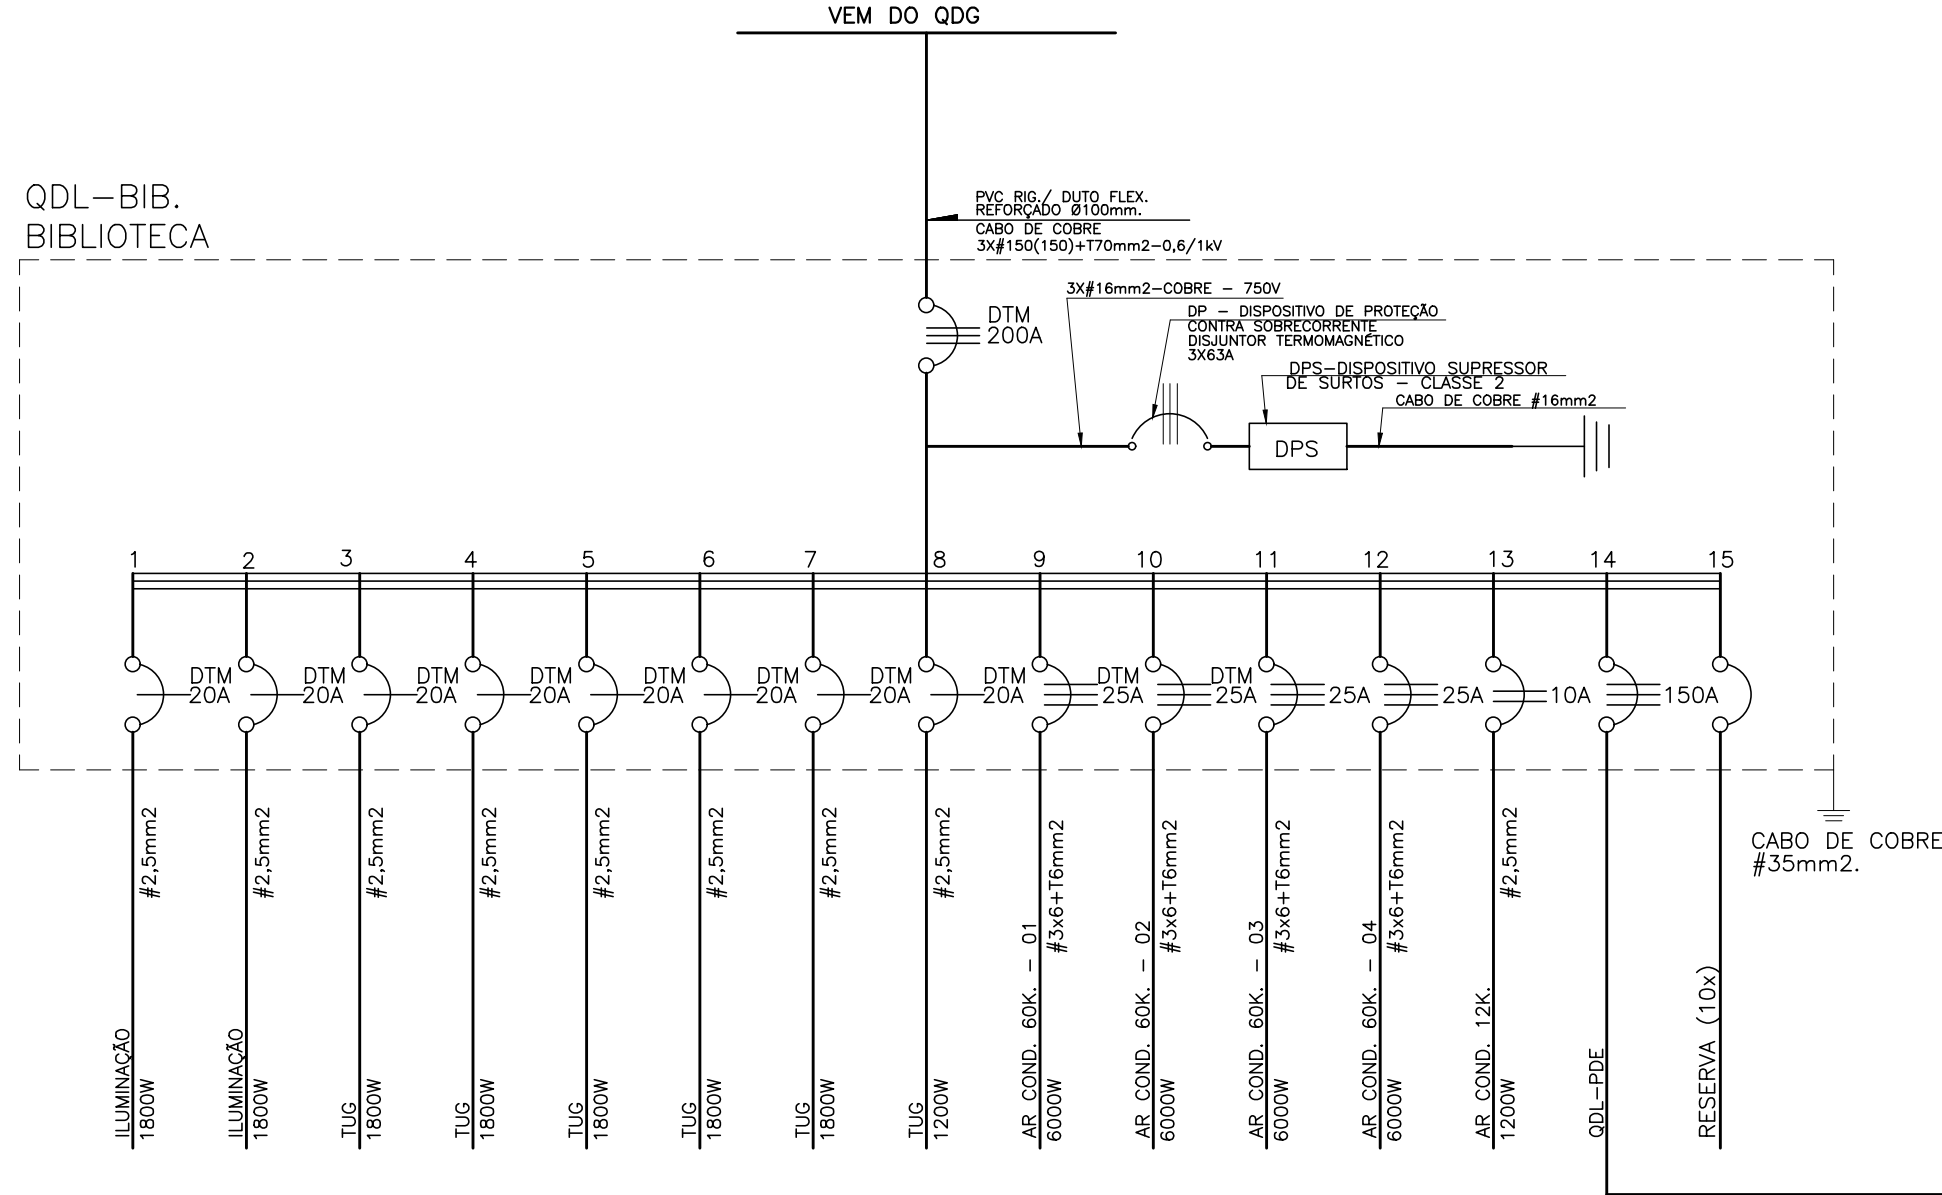


QDL-PDE
PDE

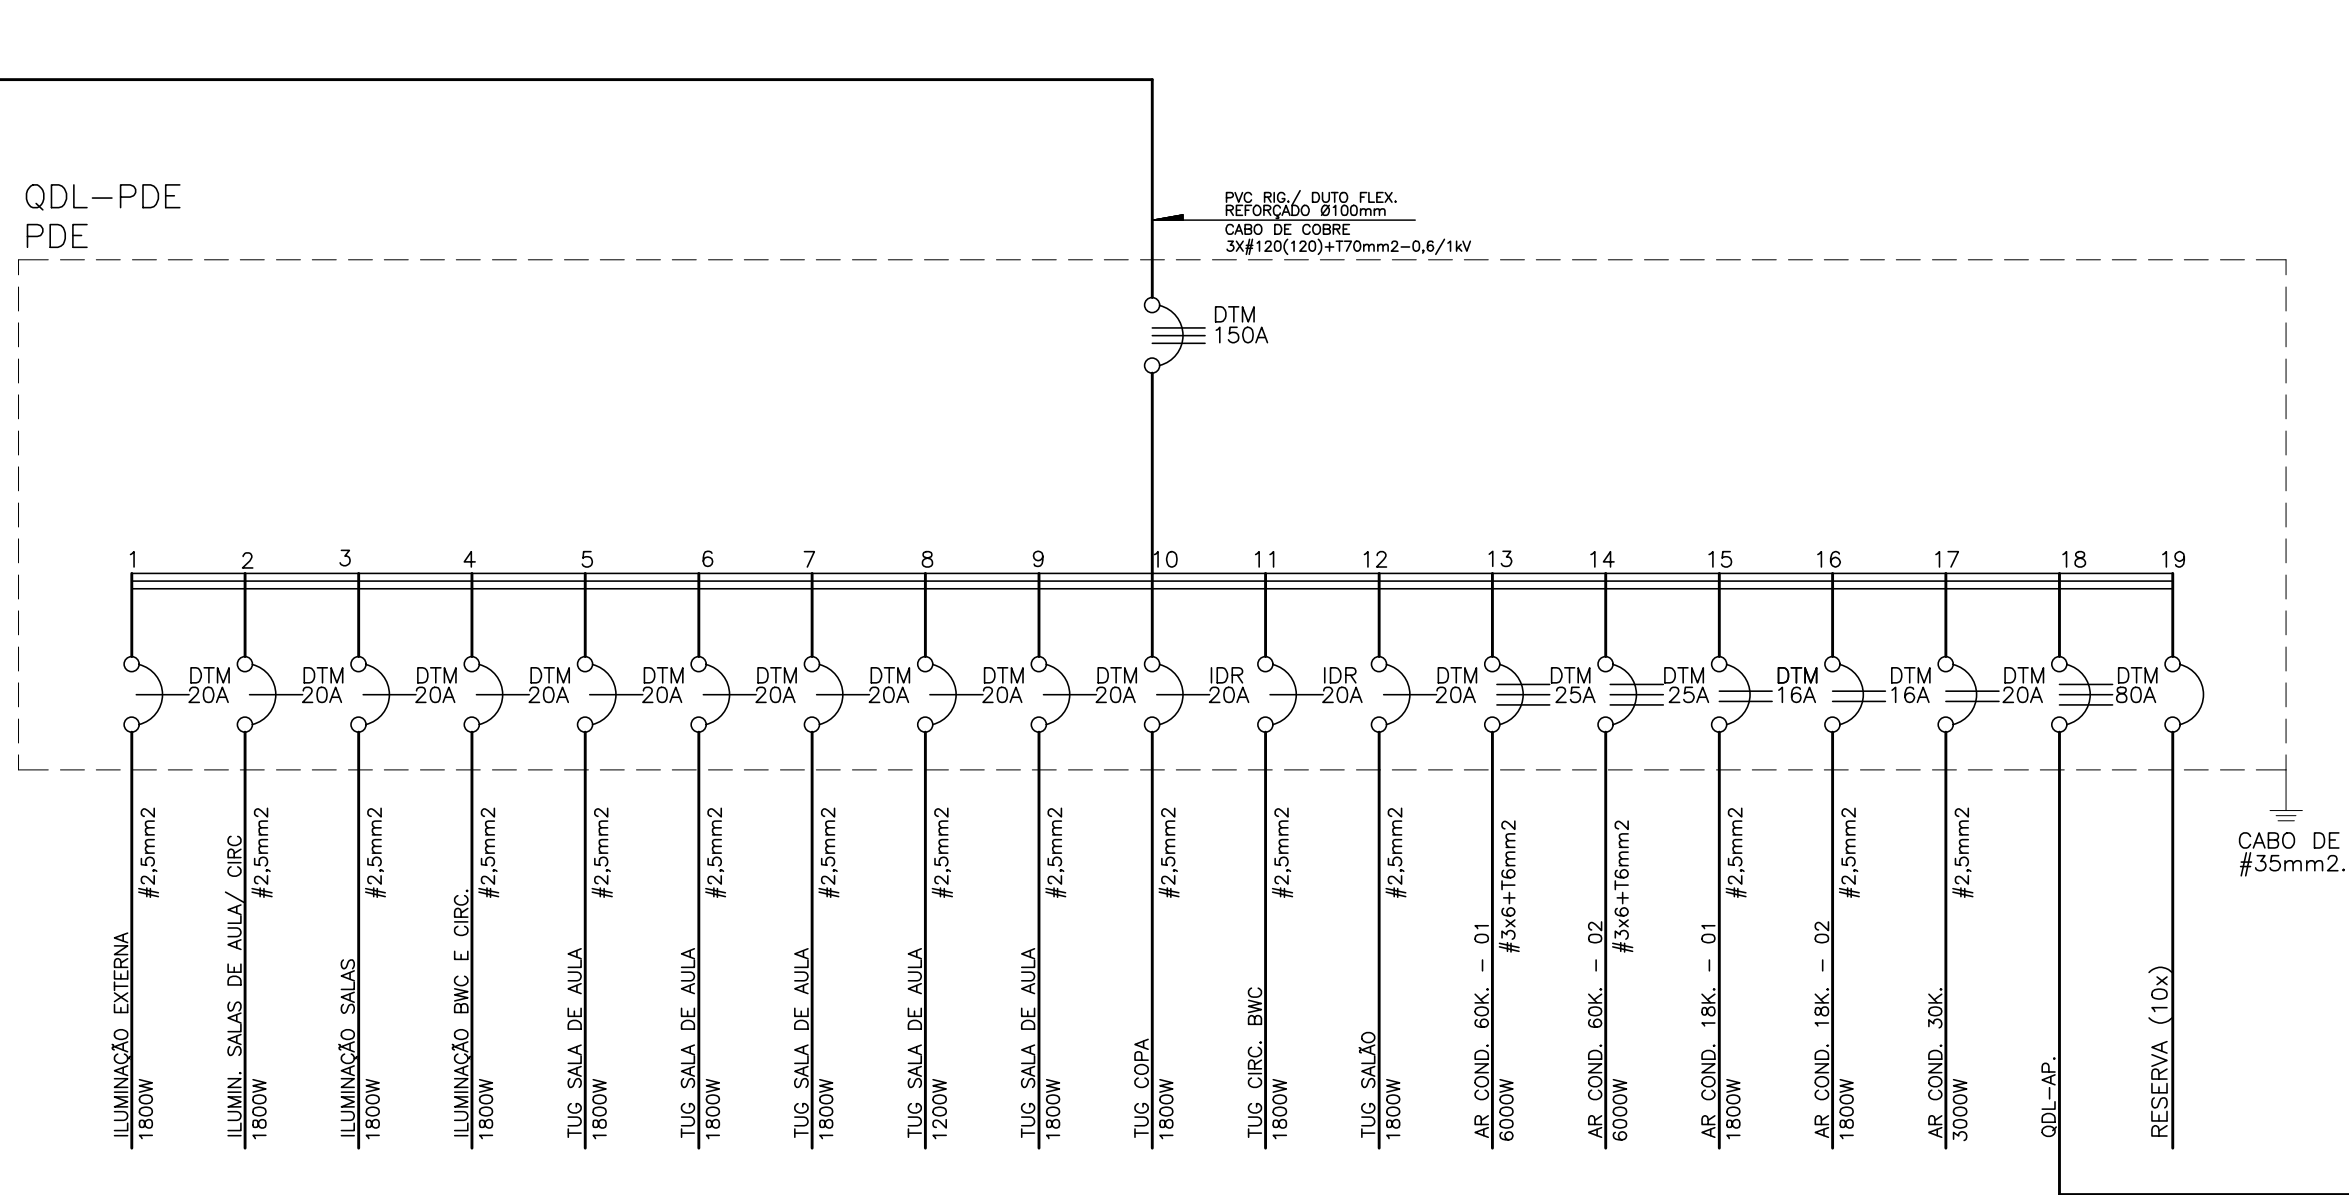


QDL-AP.
AUDITÓRIO PDE

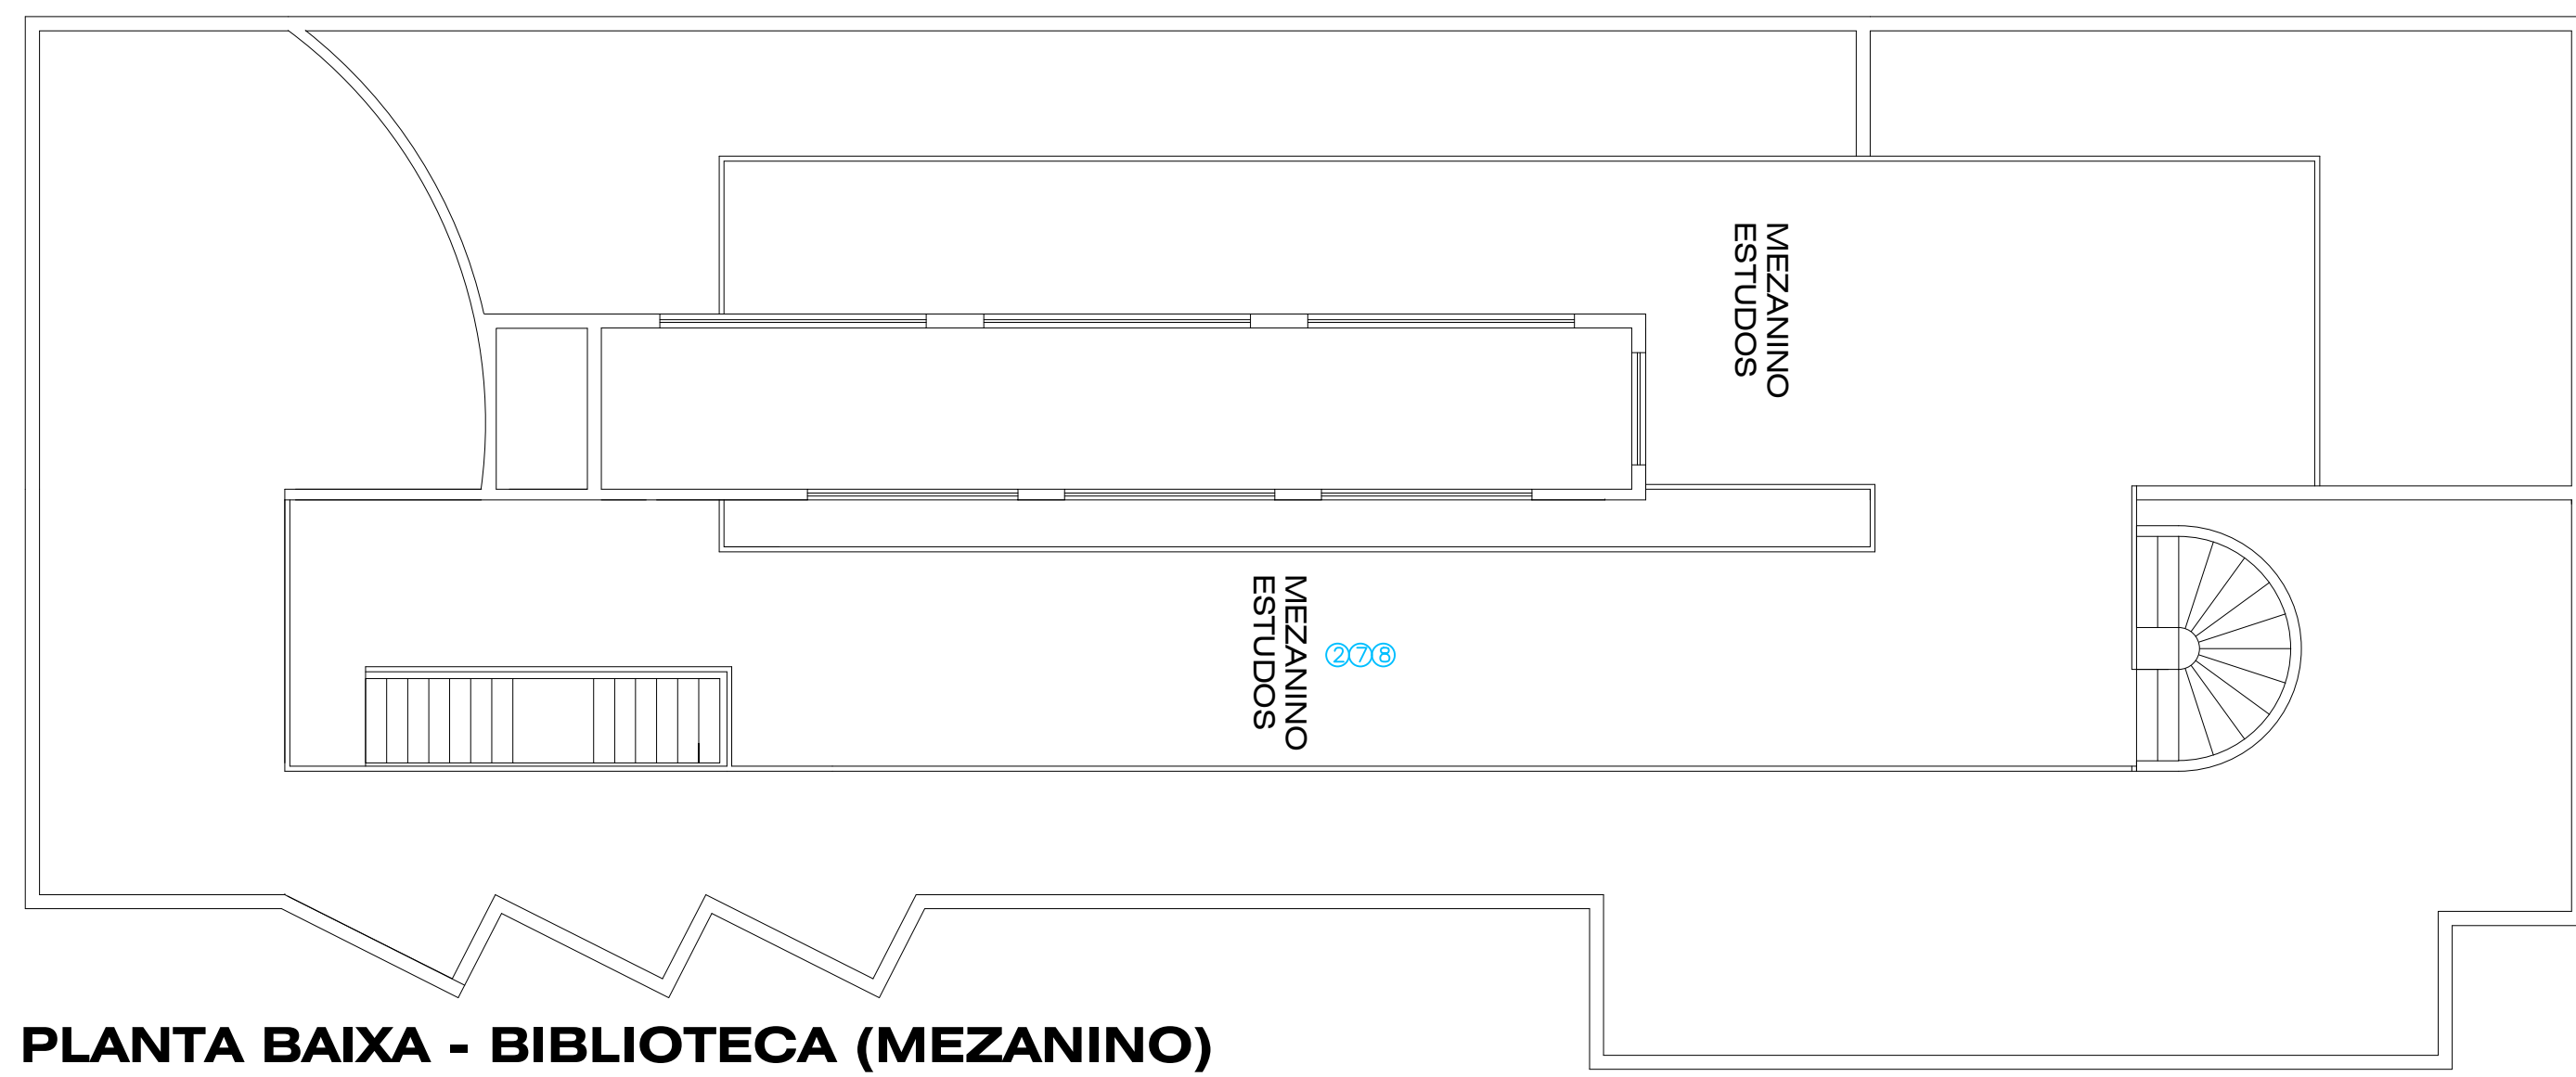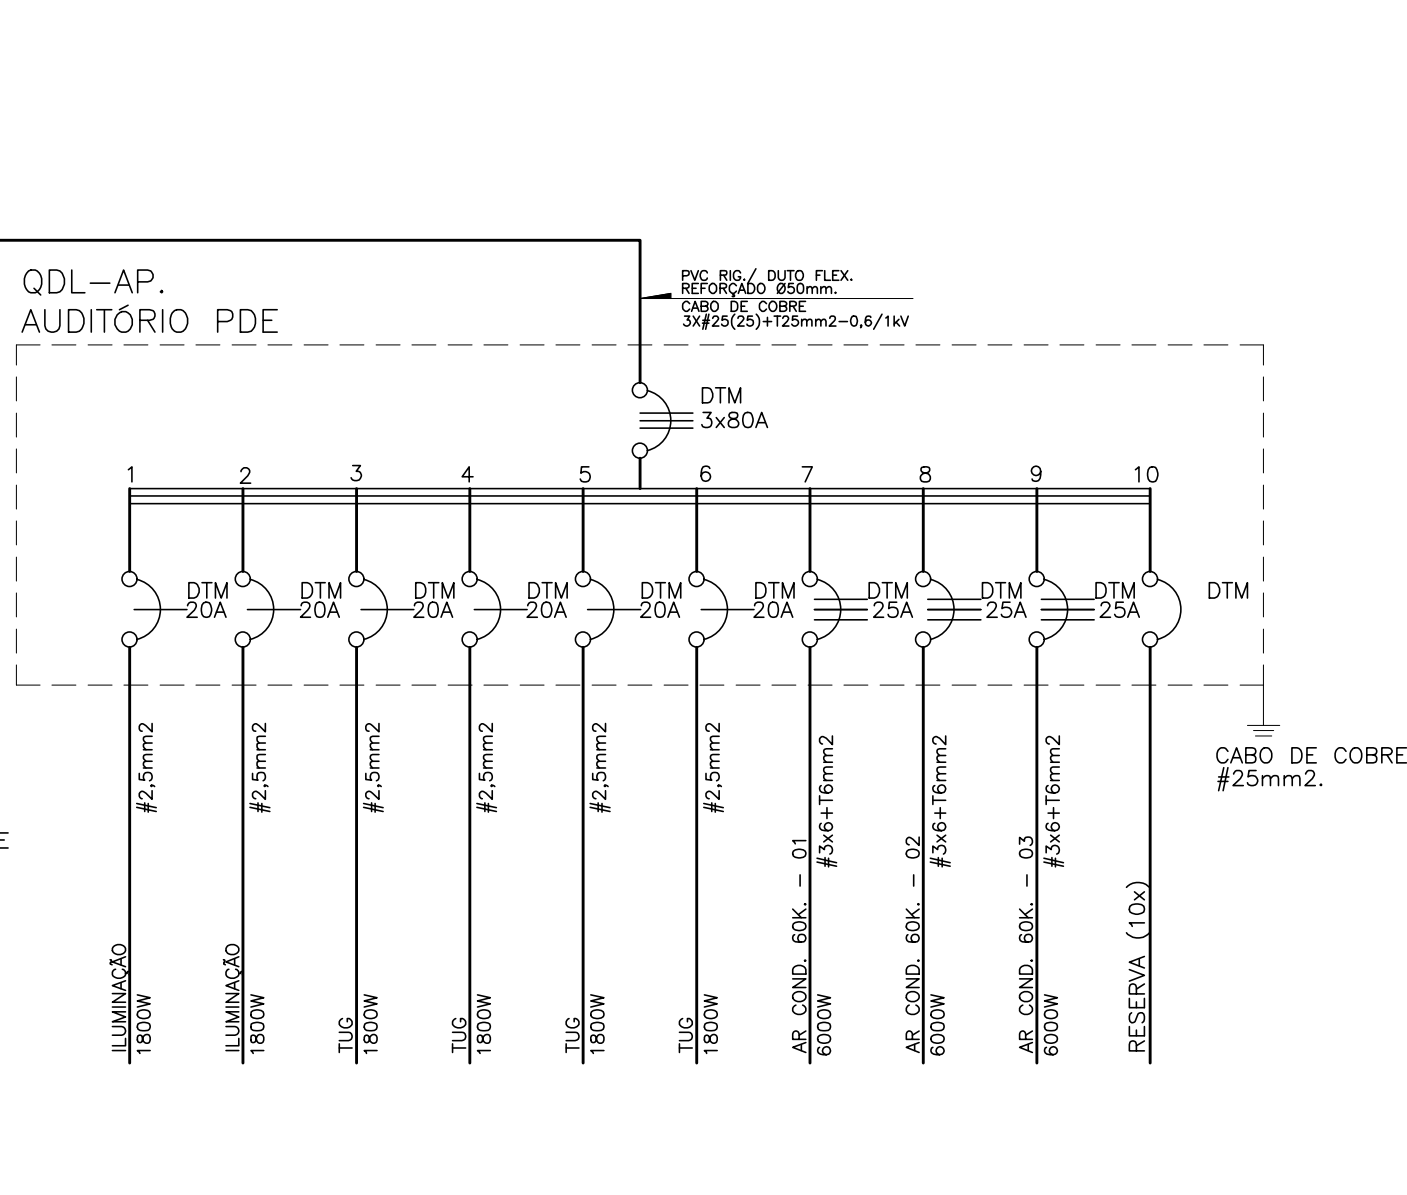

PLANTA BAIXA - BIBLIOTECA (MEZANINO)
ESCALA 1:100

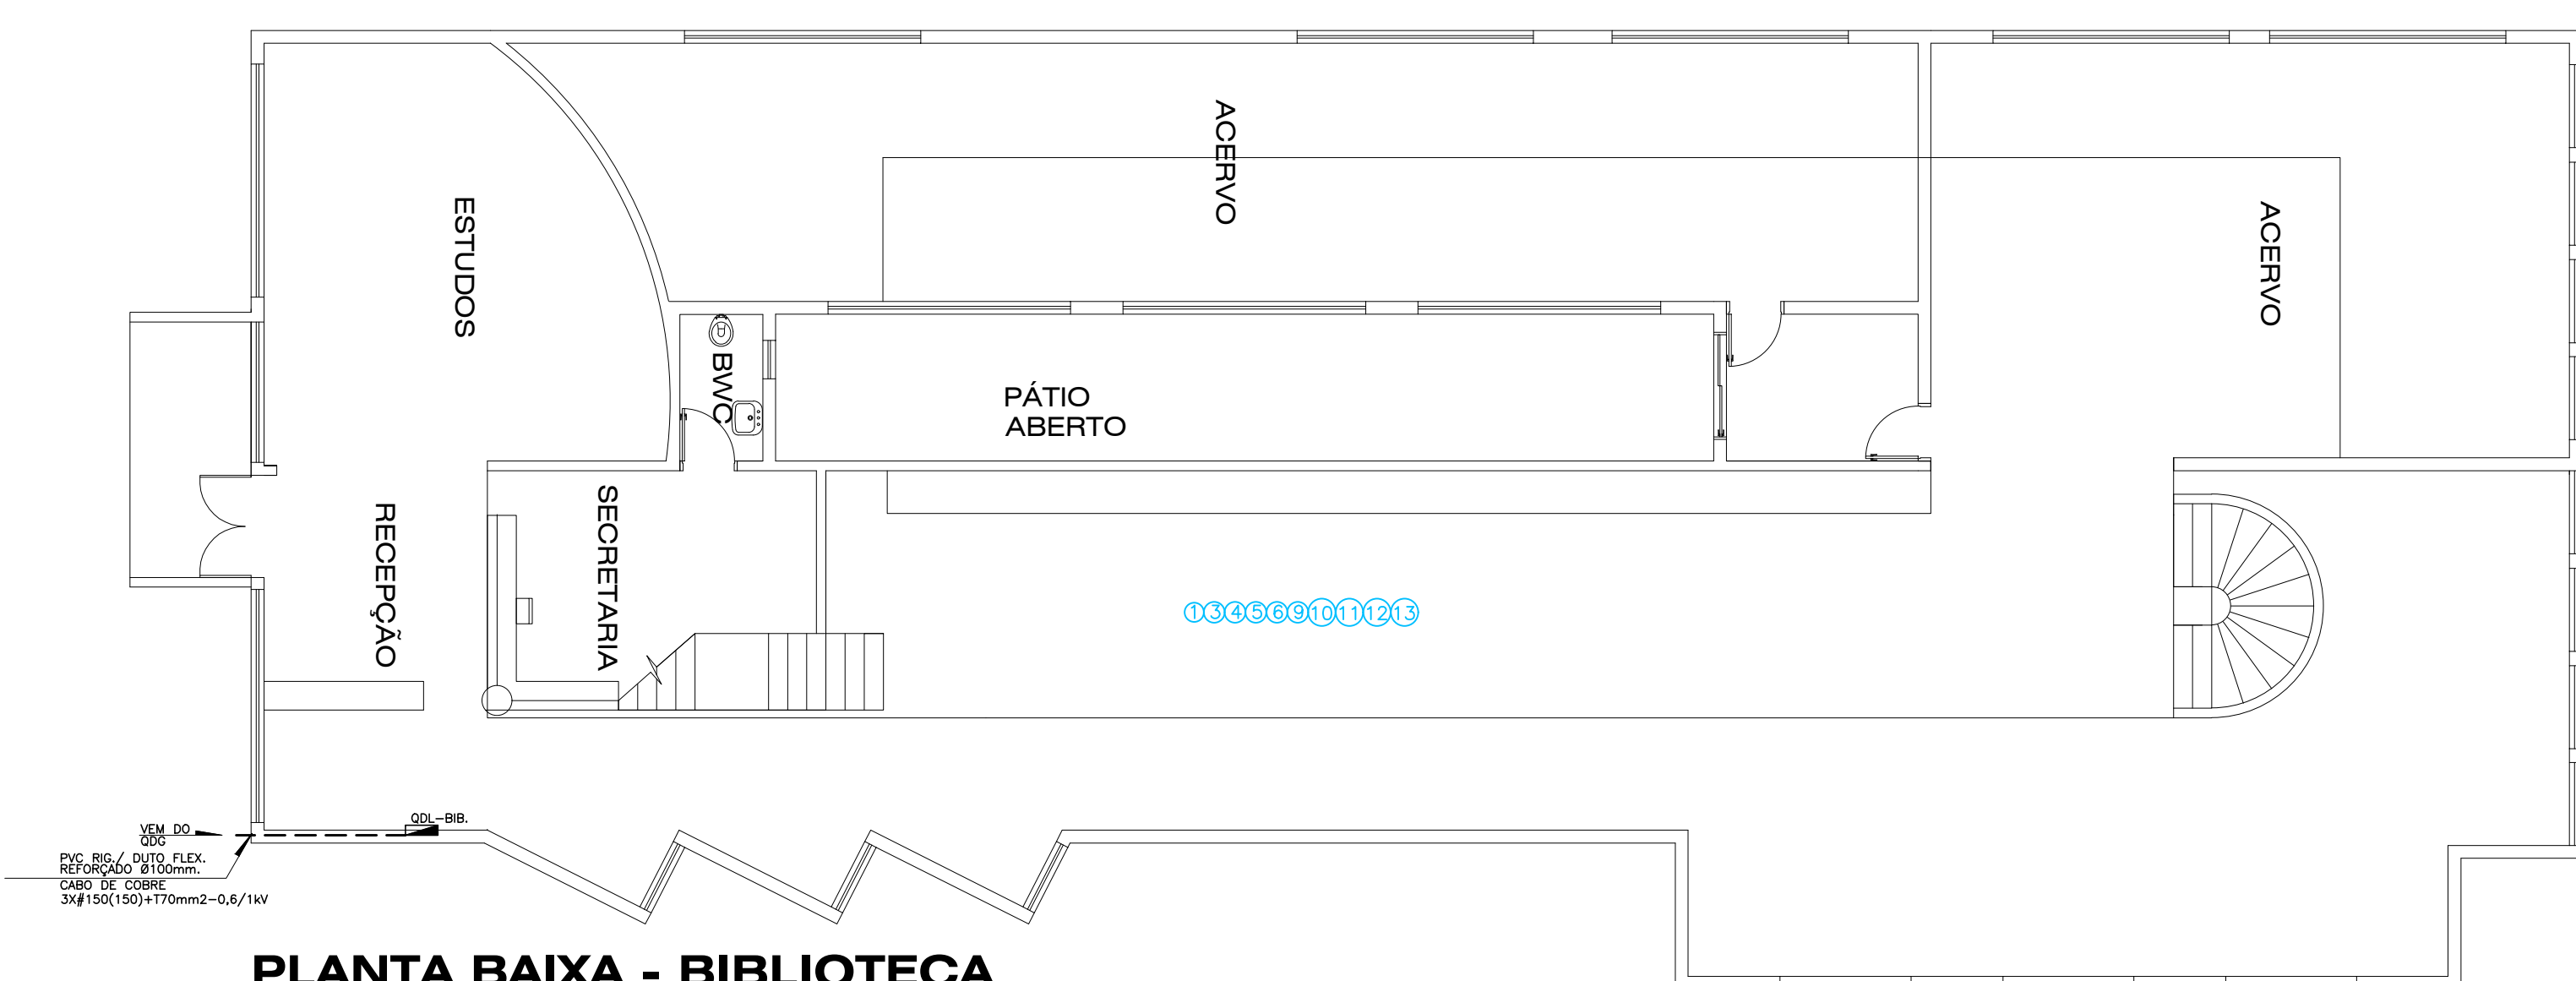

PLANTA BAIXA - BIBLIOTECA
ESCALA 1:100

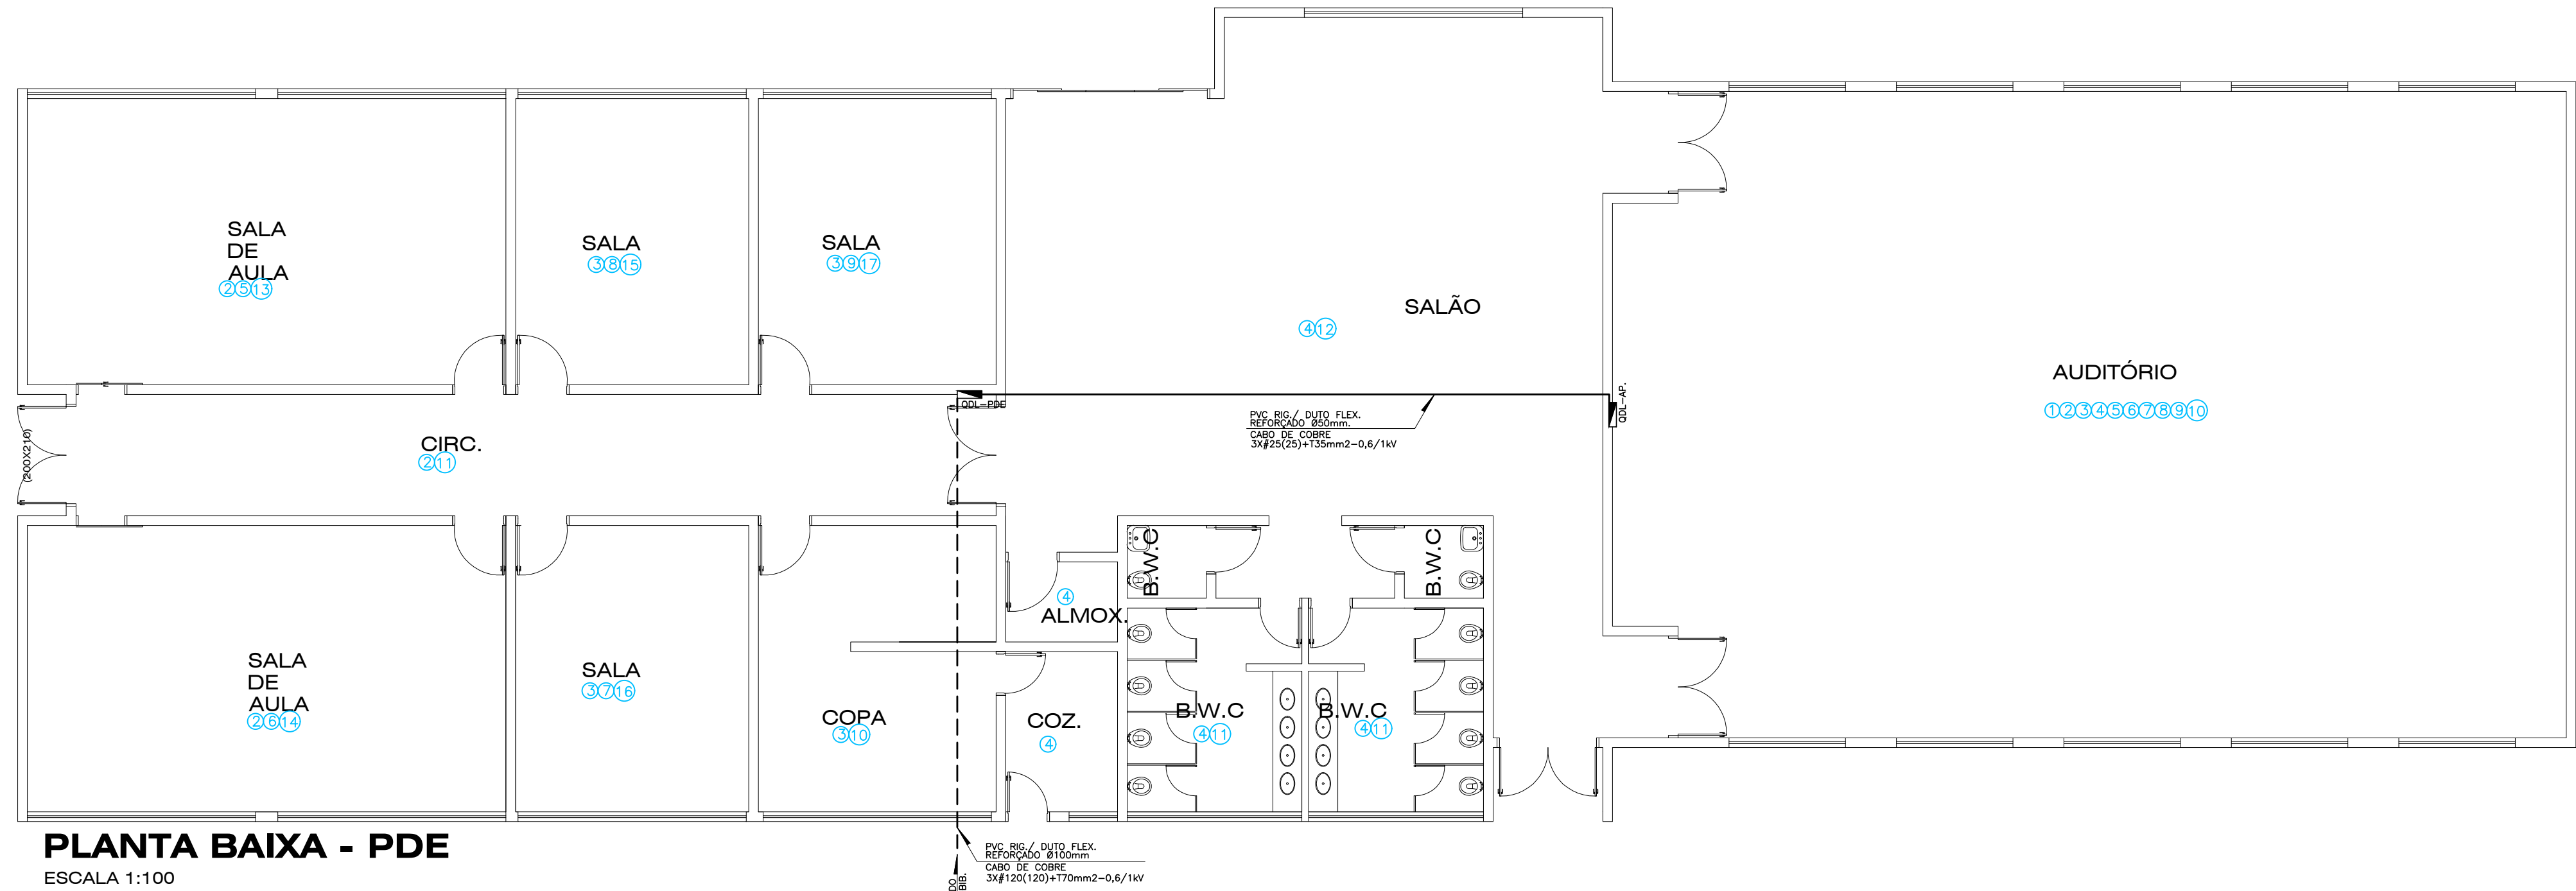

PLANTA BAIXA - PDE
ESCALA 1:100

QUADRO DE CARGAS

DISJUNTOR	APLICAÇÃO	POTÊNCIA NOMINAL (W)	1FA (V)	NOTIFICAÇÃO (m²)	CARGA (W)	FASE		
1	LUMINÁCIÃO	1800	127	14,17	1400	2,5		
2	LUMINÁCIÃO	1800	127	14,17	1400	2,5		
3	TUS	1800	127	14,17	1400	2,5		
4	TUS	1800	127	14,17	1400	2,5		
5	TUS	1800	127	14,17	1400	2,5		
6	TUS	1800	127	14,17	1400	2,5		
7	AS CORO. BIK - 01	6000	230	15,75	3405	6		
8	AS CORO. BIK - 02	6000	230	15,75	3405	6		
9	AS CORO. BIK - 03	6000	230	15,75	3405	6		
10	RESERVA (10A)							
TOTAL QDL-BIB	AUDITÓRIO PDE	28800	107,220	80,48	3400	25000	3600	3600
DISJUNTOR	APLICAÇÃO	POTÊNCIA NOMINAL (W)	1FA (V)	NOTIFICAÇÃO (m²)	CARGA (W)	FASE		
1	LUMINÁCIÃO EXTERNA	1800	127	14,17	1400	2,5		
2	LUMINÁCIÃO EXTERNA	1800	127	14,17	1400	2,5		
3	LUMINÁCIÃO SALA DE AULA	1800	127	14,17	1400	2,5		
4	LUMINÁCIÃO PDE E SALÃO	1800	127	14,17	1400	2,5		
5	TUS SALA DE AULA	1800	127	14,17	1400	2,5		
6	TUS SALA DE AULA	1800	127	14,17	1400	2,5		
7	TUS SALA DE AULA	1800	127	14,17	1400	2,5		
8	TUS SALA DE AULA	1800	127	14,17	1400	2,5		
9	TUS SALA DE AULA	1800	127	14,17	1400	2,5		
10	TUS SALA DE AULA	1800	127	14,17	1400	2,5		
11	TUS SALA DE AULA	1800	127	14,17	1400	2,5		
12	TUS SALA DE AULA	1800	127	14,17	1400	2,5		
13	AS CORO. BIK - 01	6000	230	15,75	3405	6		
14	AS CORO. BIK - 02	6000	230	15,75	3405	6		
15	AS CORO. BIK - 03	6000	230	15,75	3405	6		
168	AS CORO. BIK - 156	6000	230	15,75	3405	6		
169								

Documento: **4.CCHE_UENPEletrico05.6.pdf**.

Assinatura Qualificada realizada por: **Ederson Marcos Sgarbi** em 14/09/2026 17:07.

Inserido ao protocolo **26.535.557-9** por: **Amanda Alves da Silva** em: 04/09/2026 09:19.



Documento assinado nos termos do Art. 38 do Decreto Estadual nº 7304/2021.

A autenticidade deste documento pode ser validada no endereço:
<https://www.eprotocolo.pr.gov.br/spiweb/validarDocumento> com o código:

Documento: **4.CCHE_UENPEletrico06.6.pdf**.

Assinatura Qualificada realizada por: **Ederson Marcos Sgarbi** em 14/09/2026 17:06.

Inserido ao protocolo **26.535.557-9** por: **Amanda Alves da Silva** em: 04/09/2026 09:19.



Documento assinado nos termos do Art. 38 do Decreto Estadual nº 7304/2021.

A autenticidade deste documento pode ser validada no endereço:
<https://www.eprotocolo.pr.gov.br/spiweb/validarDocumento> com o código:

Documento: **4.CCHE_UENPPlantaSituacao.pdf**.

Assinatura Qualificada realizada por: **Ederson Marcos Sgarbi** em 14/09/2026 17:06.

Inserido ao protocolo **26.535.557-9** por: **Amanda Alves da Silva** em: 04/09/2026 09:19.



Documento assinado nos termos do Art. 38 do Decreto Estadual nº 7304/2021.

A autenticidade deste documento pode ser validada no endereço:
<https://www.eprotocolo.pr.gov.br/spiweb/validarDocumento> com o código:



JACAREZINHO,
25/02/2025

À:
WAGNER MAMORU FUKUDA
Assunto:
Solicitação de Atendimento nº 9901554, 1716623189 862515510
Local de Execução:
R PE MELLO, 1200- CENTRO
86400000 - JACAREZINHO, PR

Prezado cliente,

Em resposta ao pedido registrado através da Solicitação de Atendimento nº 0, Atividade nº 1716623189, informamos V.S.^a que o projeto apresentado está em conformidade com o estabelecido pelas normas técnicas desta concessionária.

Para maiores detalhes do processo, entrar em contato com o profissional contratado por V.S.^a .
Colocamo-nos à disposição para outros esclarecimentos
Atenciosamente

Companhia Paulista de Força e Luz
www.cpfl.com.br

Imprimir

CPFL Energia